
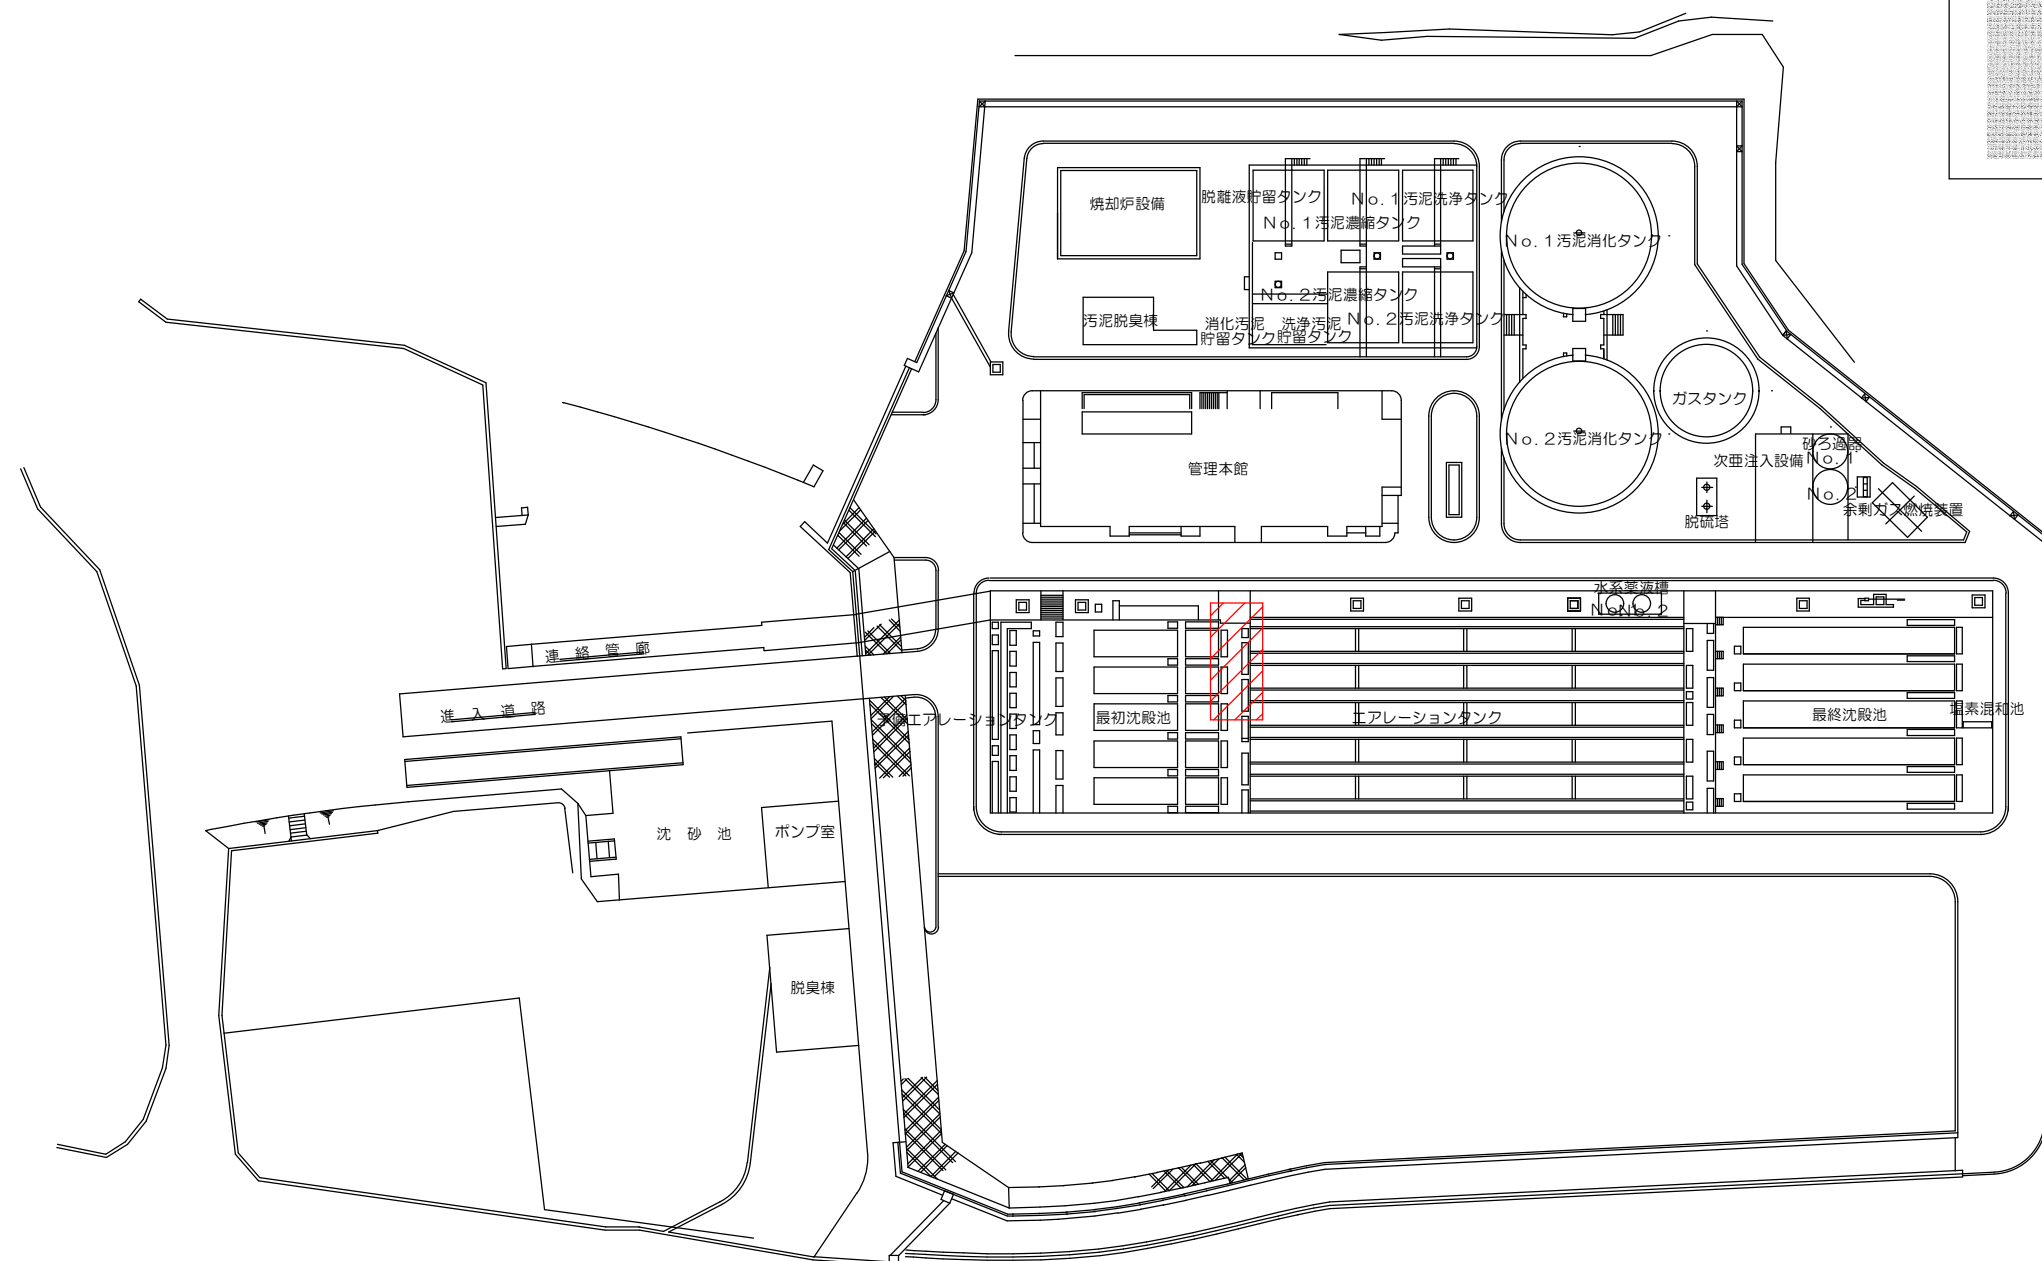


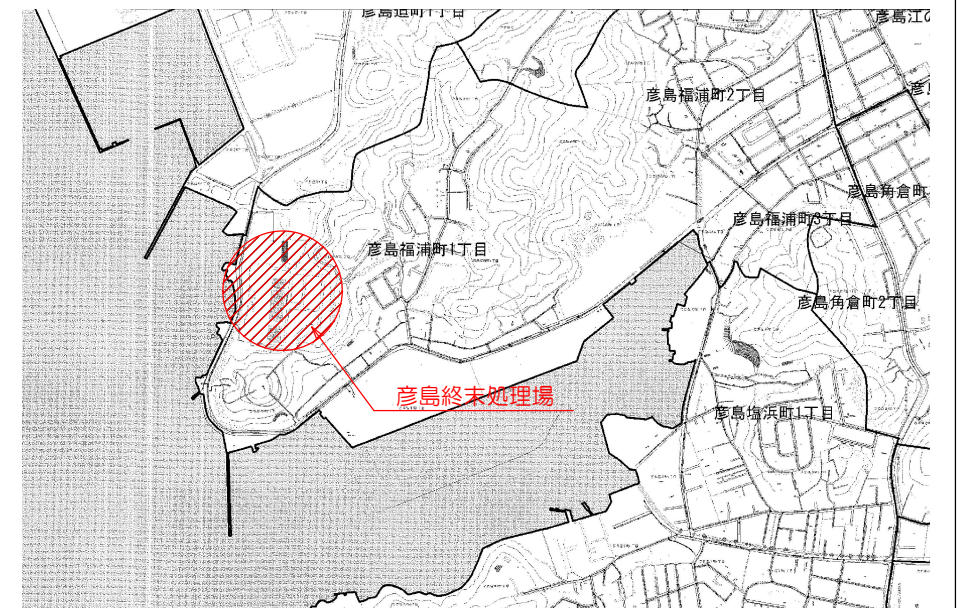

彦島終末処理場平面図


位置図

 修繕場所を示す

設計図

(全3枚のうち1枚目)

件名	彦島終末処理場返送汚泥配管修繕（2）				
	位置図 彦島終末処理場平面図				
図名	課 長	課長補佐	係 長	係	縮尺
					作図年月日
下関市上下水道局				図番	

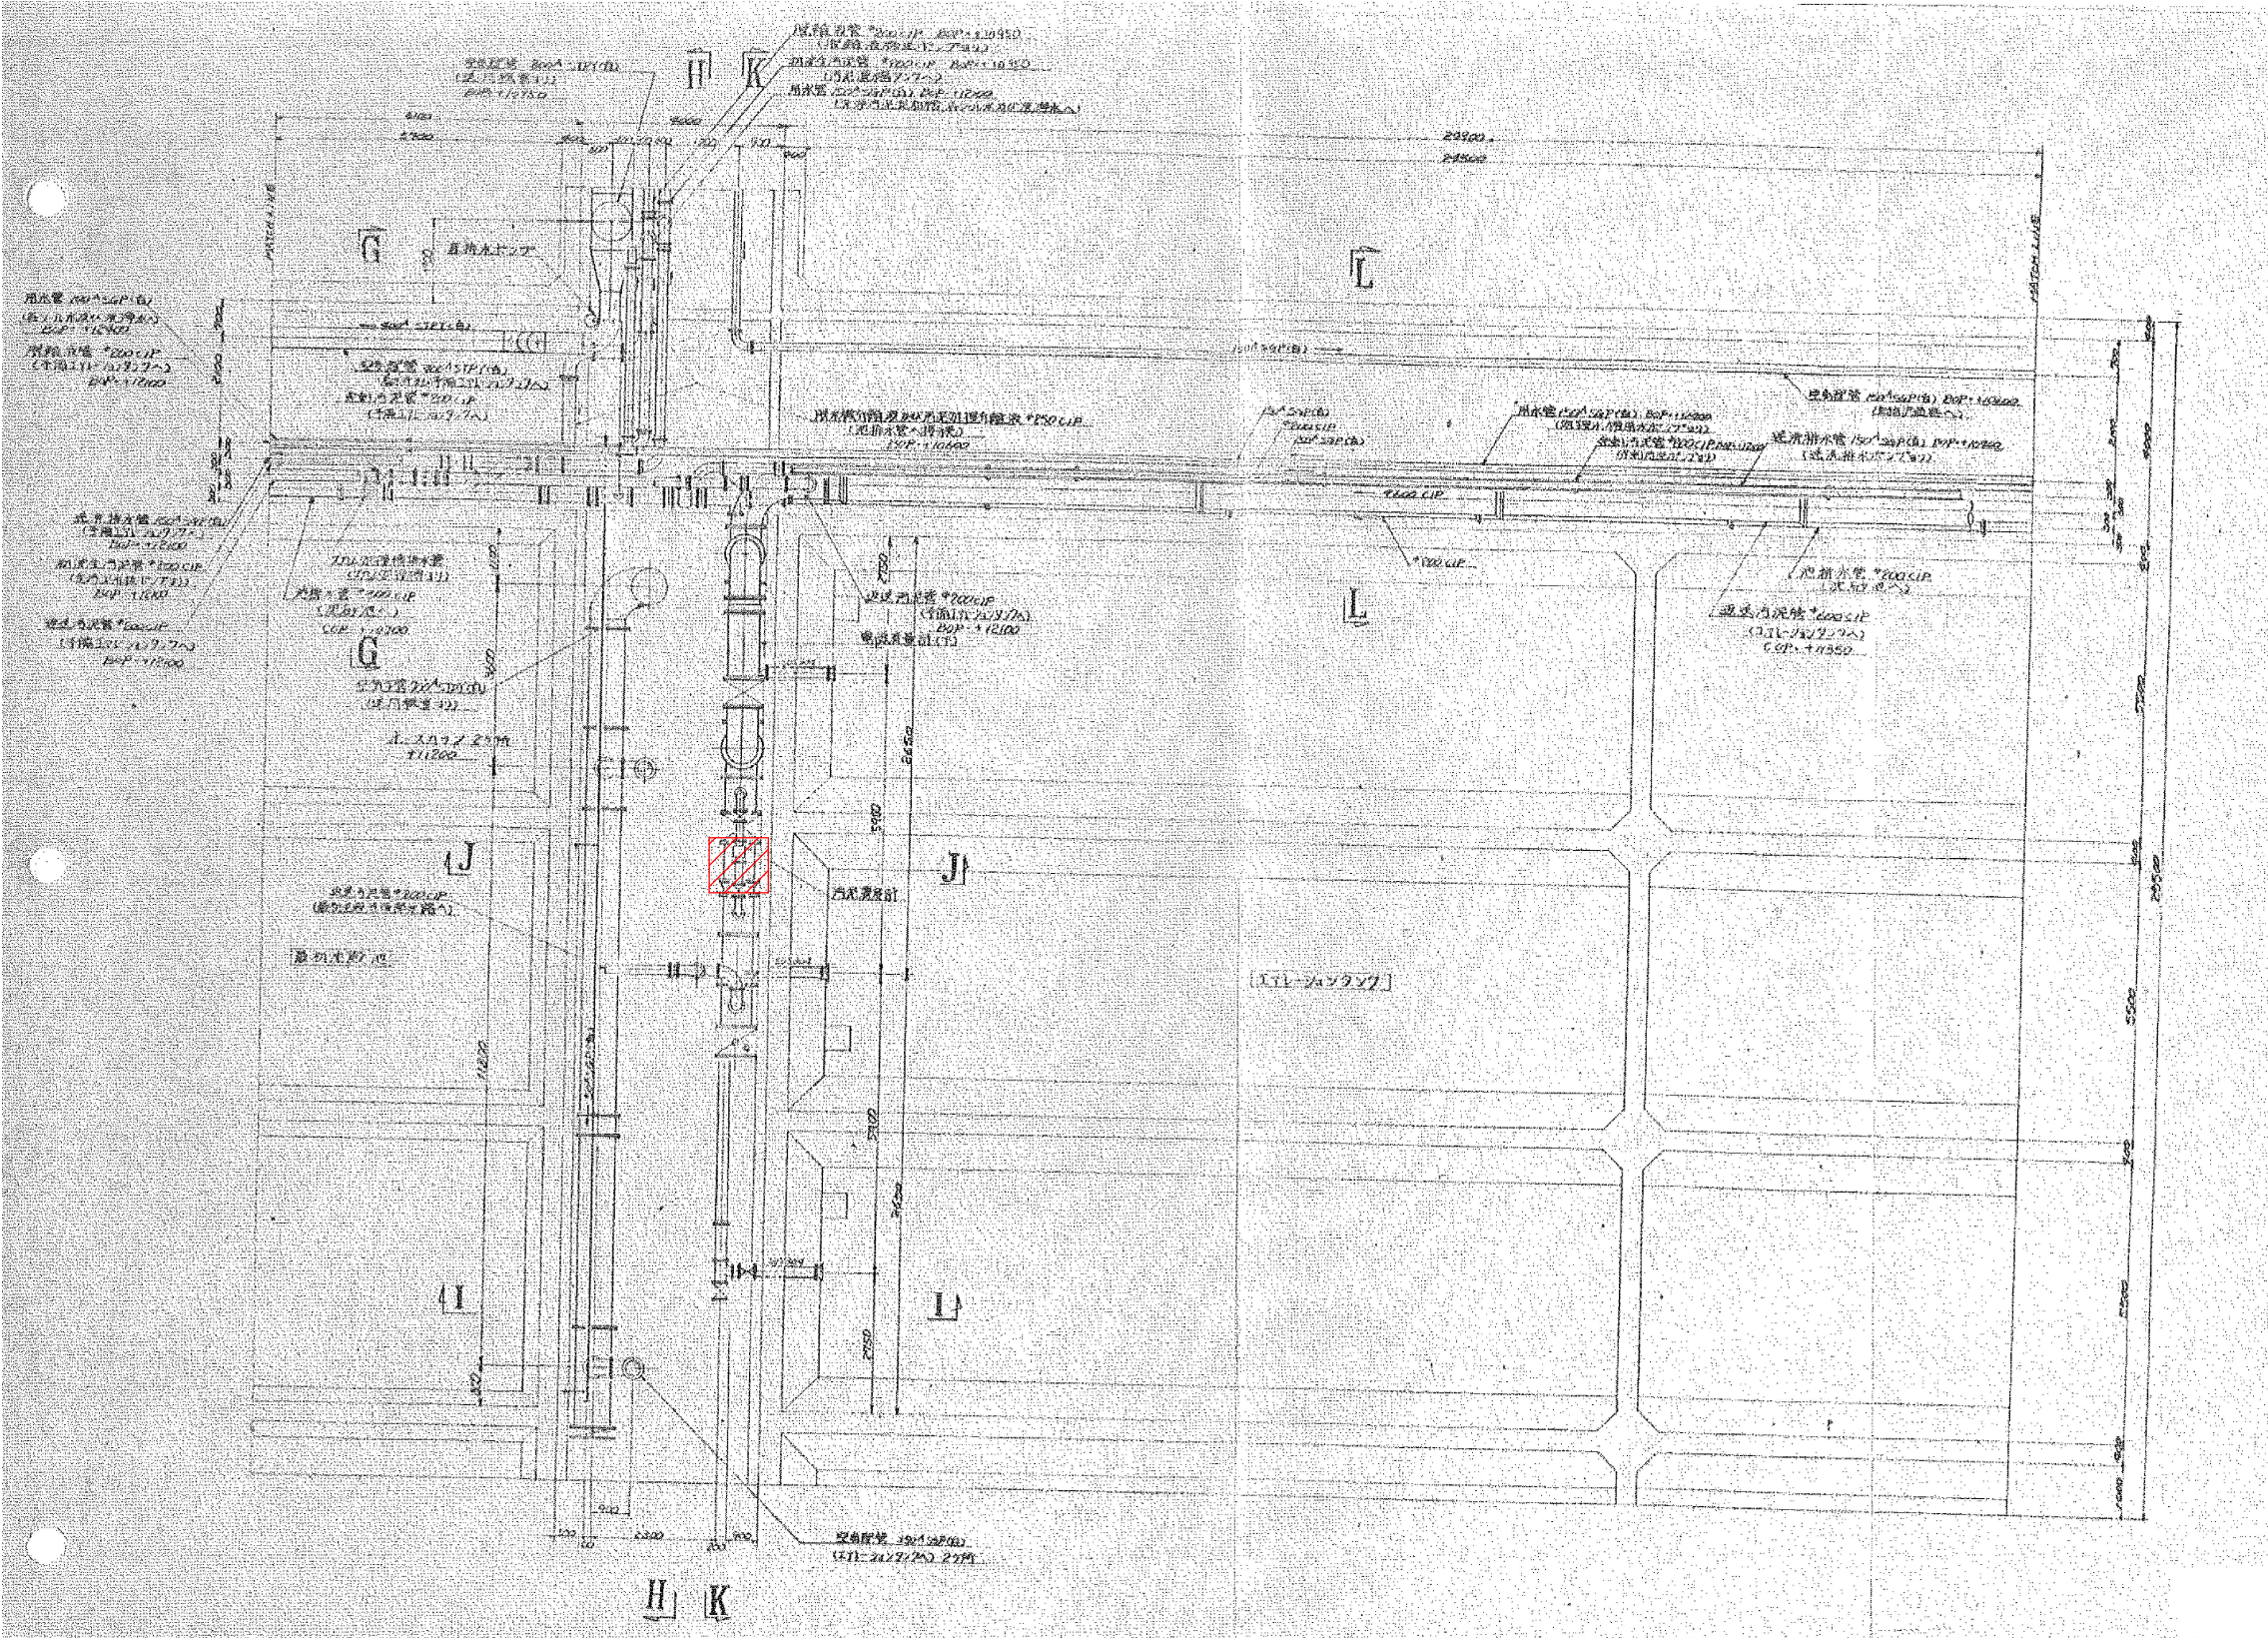

地下管廊平面図

※配管等使用材料（参考）

- ・片フランジ短管 600×460L 2 個
- ・K形 継ぎ輪 600 1 本
- ・K形 押輪 600 2 組
- ・K形 ゴム輪 600 2 枚
- ・FAS T頭ボルト・ナット 20×120L 28 組
- ・上水パッキン 水検品 600 2 枚
- ・ボルト・ナット SUS M24×100 32 組


修繕場所を示す

※設計図の数値は参考値とし、現地にて計測し施工すること

設計図

（全3枚のうち2枚目）

件名	彦島終末処理場返送汚泥配管修繕（2）				
	地下管廊平面図				
図名	課長	課長補佐	係長	係	縮尺
					作図年月日
下関市上下水道局				図番	

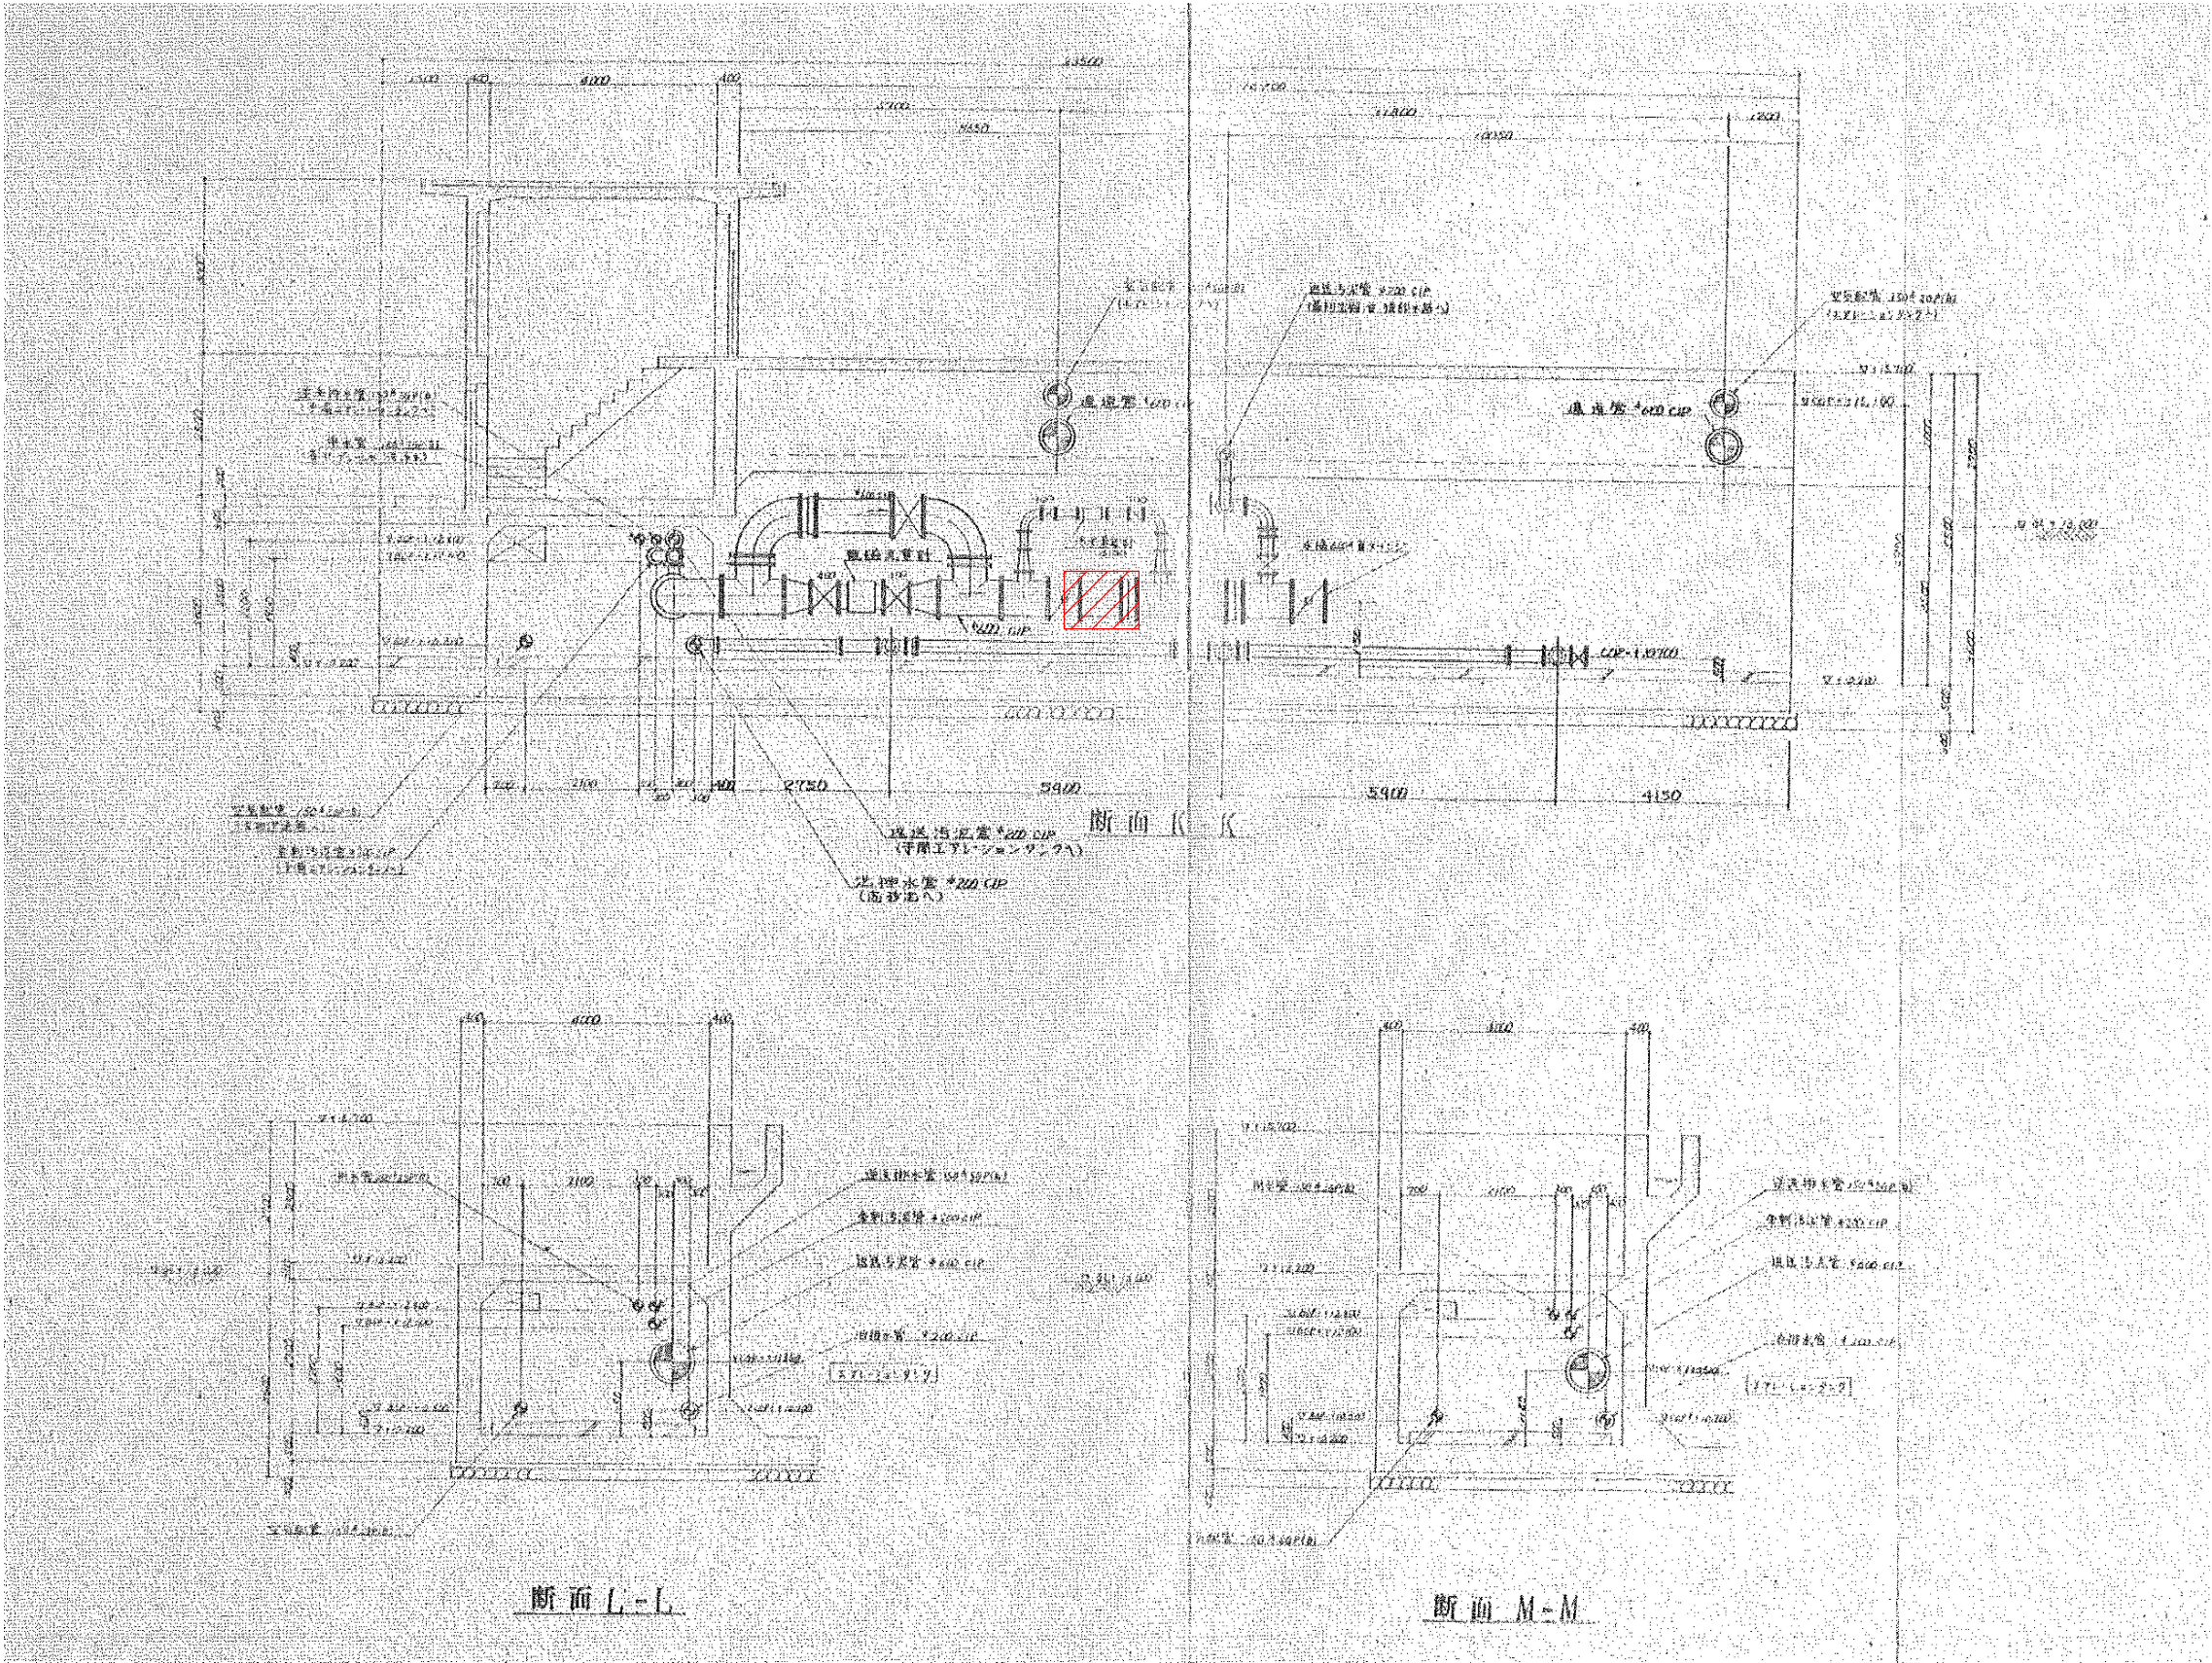

修繕場所を示す

※設計図の数値は参考とし、現地にて計測し施工すること

設計図

(全3枚のうち3枚目)

件名	彦島終末処理場返送污泥配管修繕（2）				
図名	地下管廊断面図				
課長	課長補佐	係長	係	縮尺	
				作図年月日	
下関市上下水道局			図番		

地下管廊断面図