


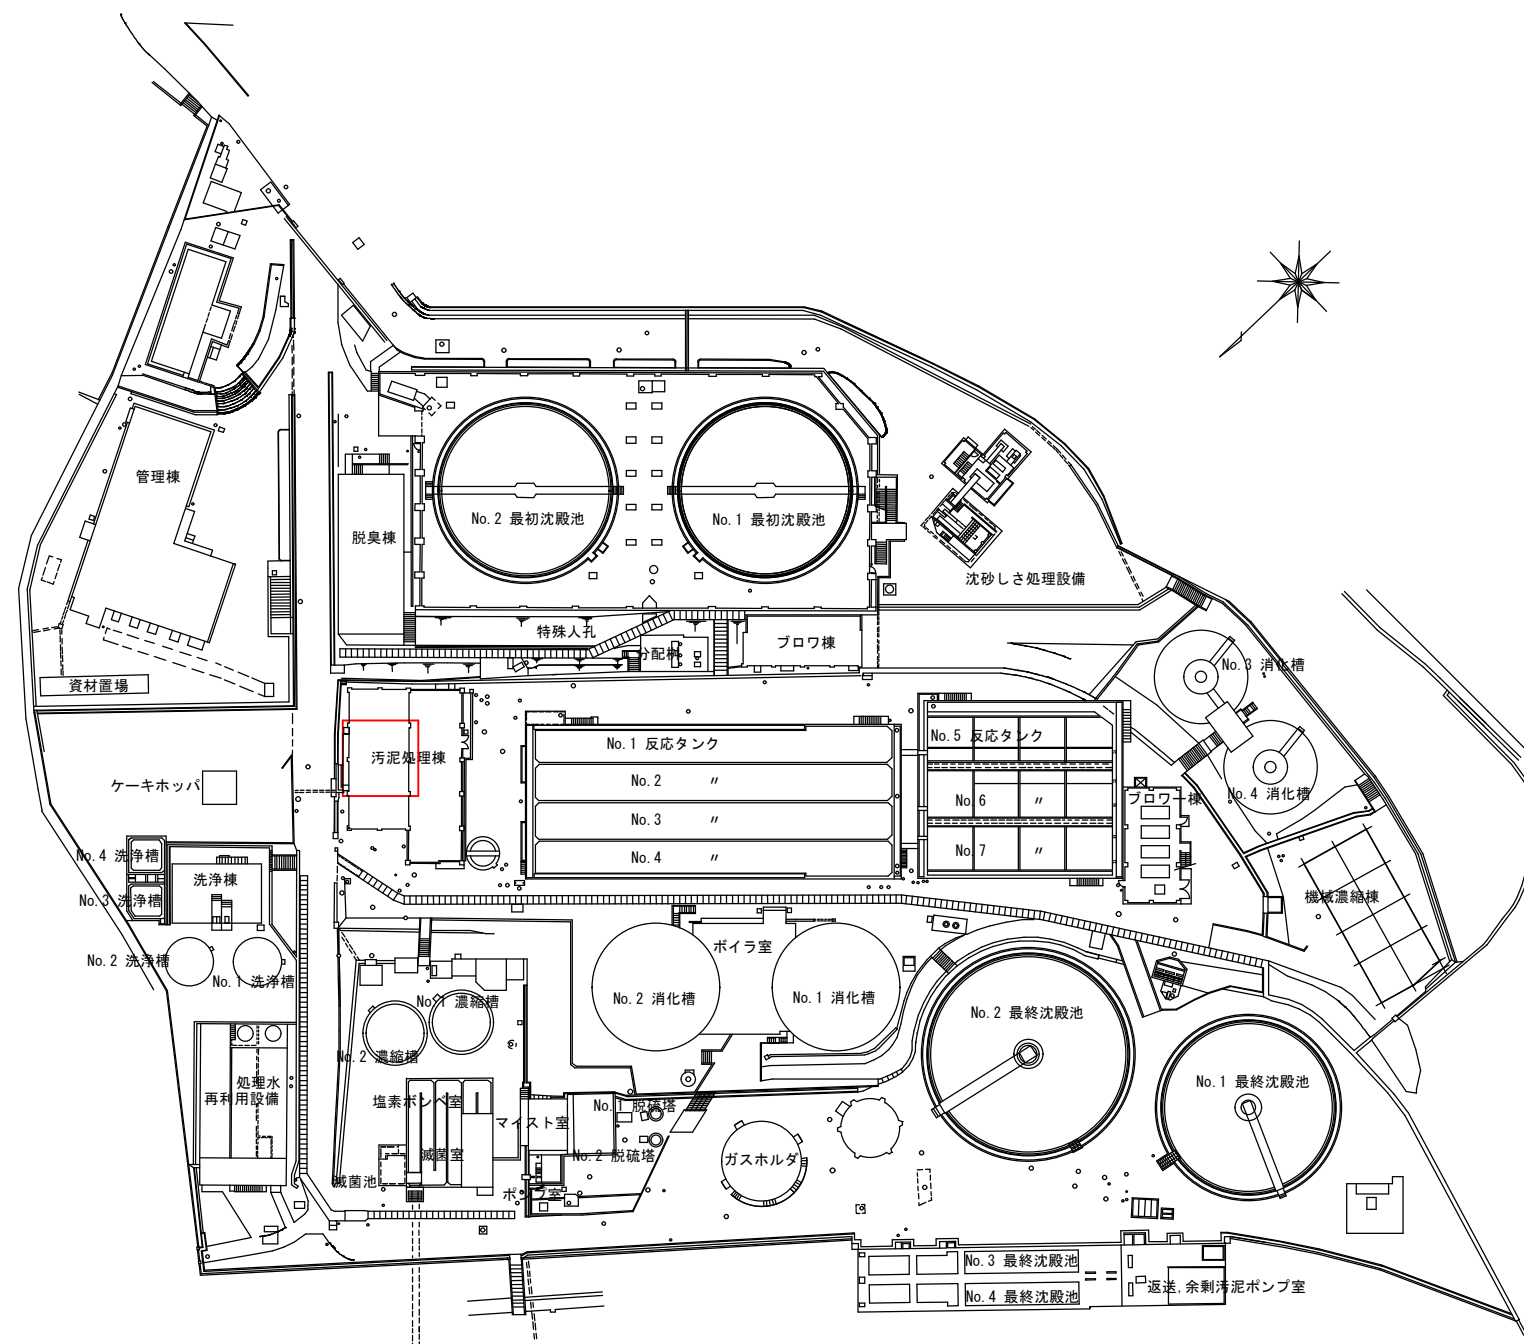

筋ヶ浜終末処理場 平面図


設計図

: 実施場所

(全3枚のうち1枚目)

件名	筋ヶ浜終末処理場脱水設備No. 1 空気圧縮機修繕				
図名	筋ヶ浜終末処理場 平面図				
課長	課長補佐	係長	係	縮尺	フリー
				作図年度	2026
下関市上下水道局			図番		

別図 2

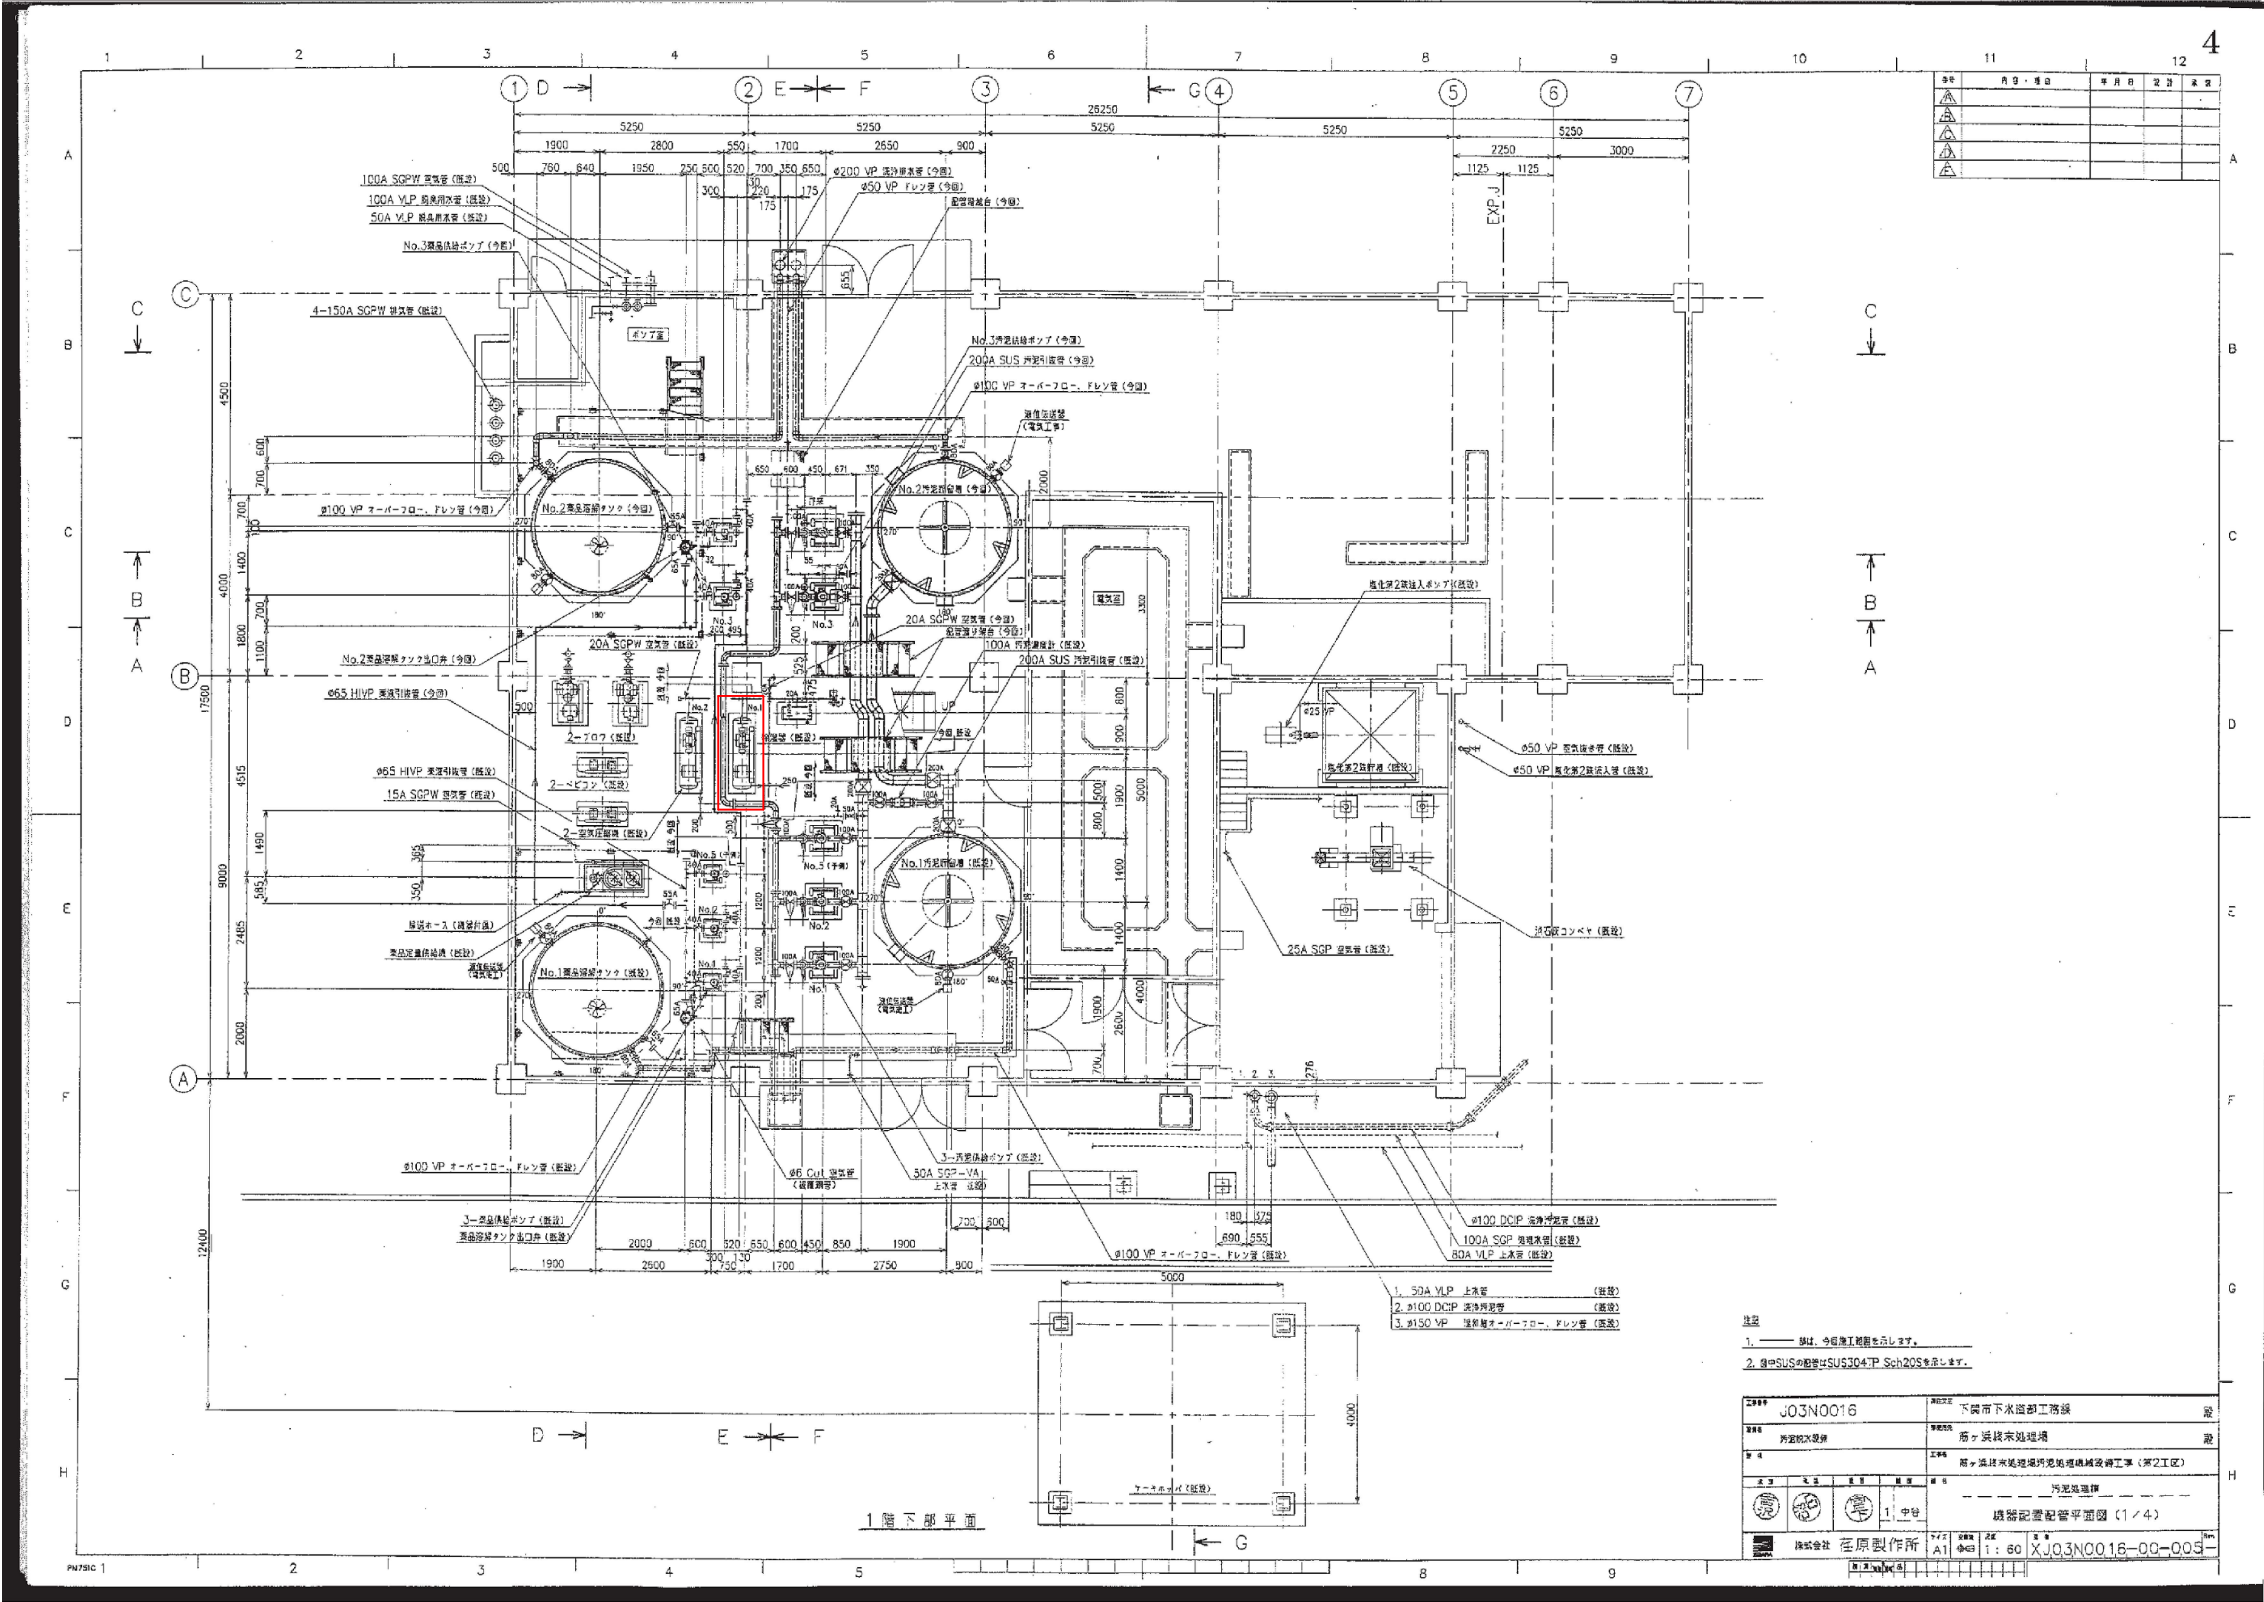


汚泥処理棟 1階平面図

設計図

：実施場所

(全 3 枚のうち 2 枚目)

件名 図名	筋ヶ浜終末処理場脱水設備No. 1 空気圧縮機修繕				
	汚泥処理棟 1 階平面図				
課 長	課長補佐	係 長	係	縮 尺	フリー 2026
				作図年度	
下関市上下水道局			図番		

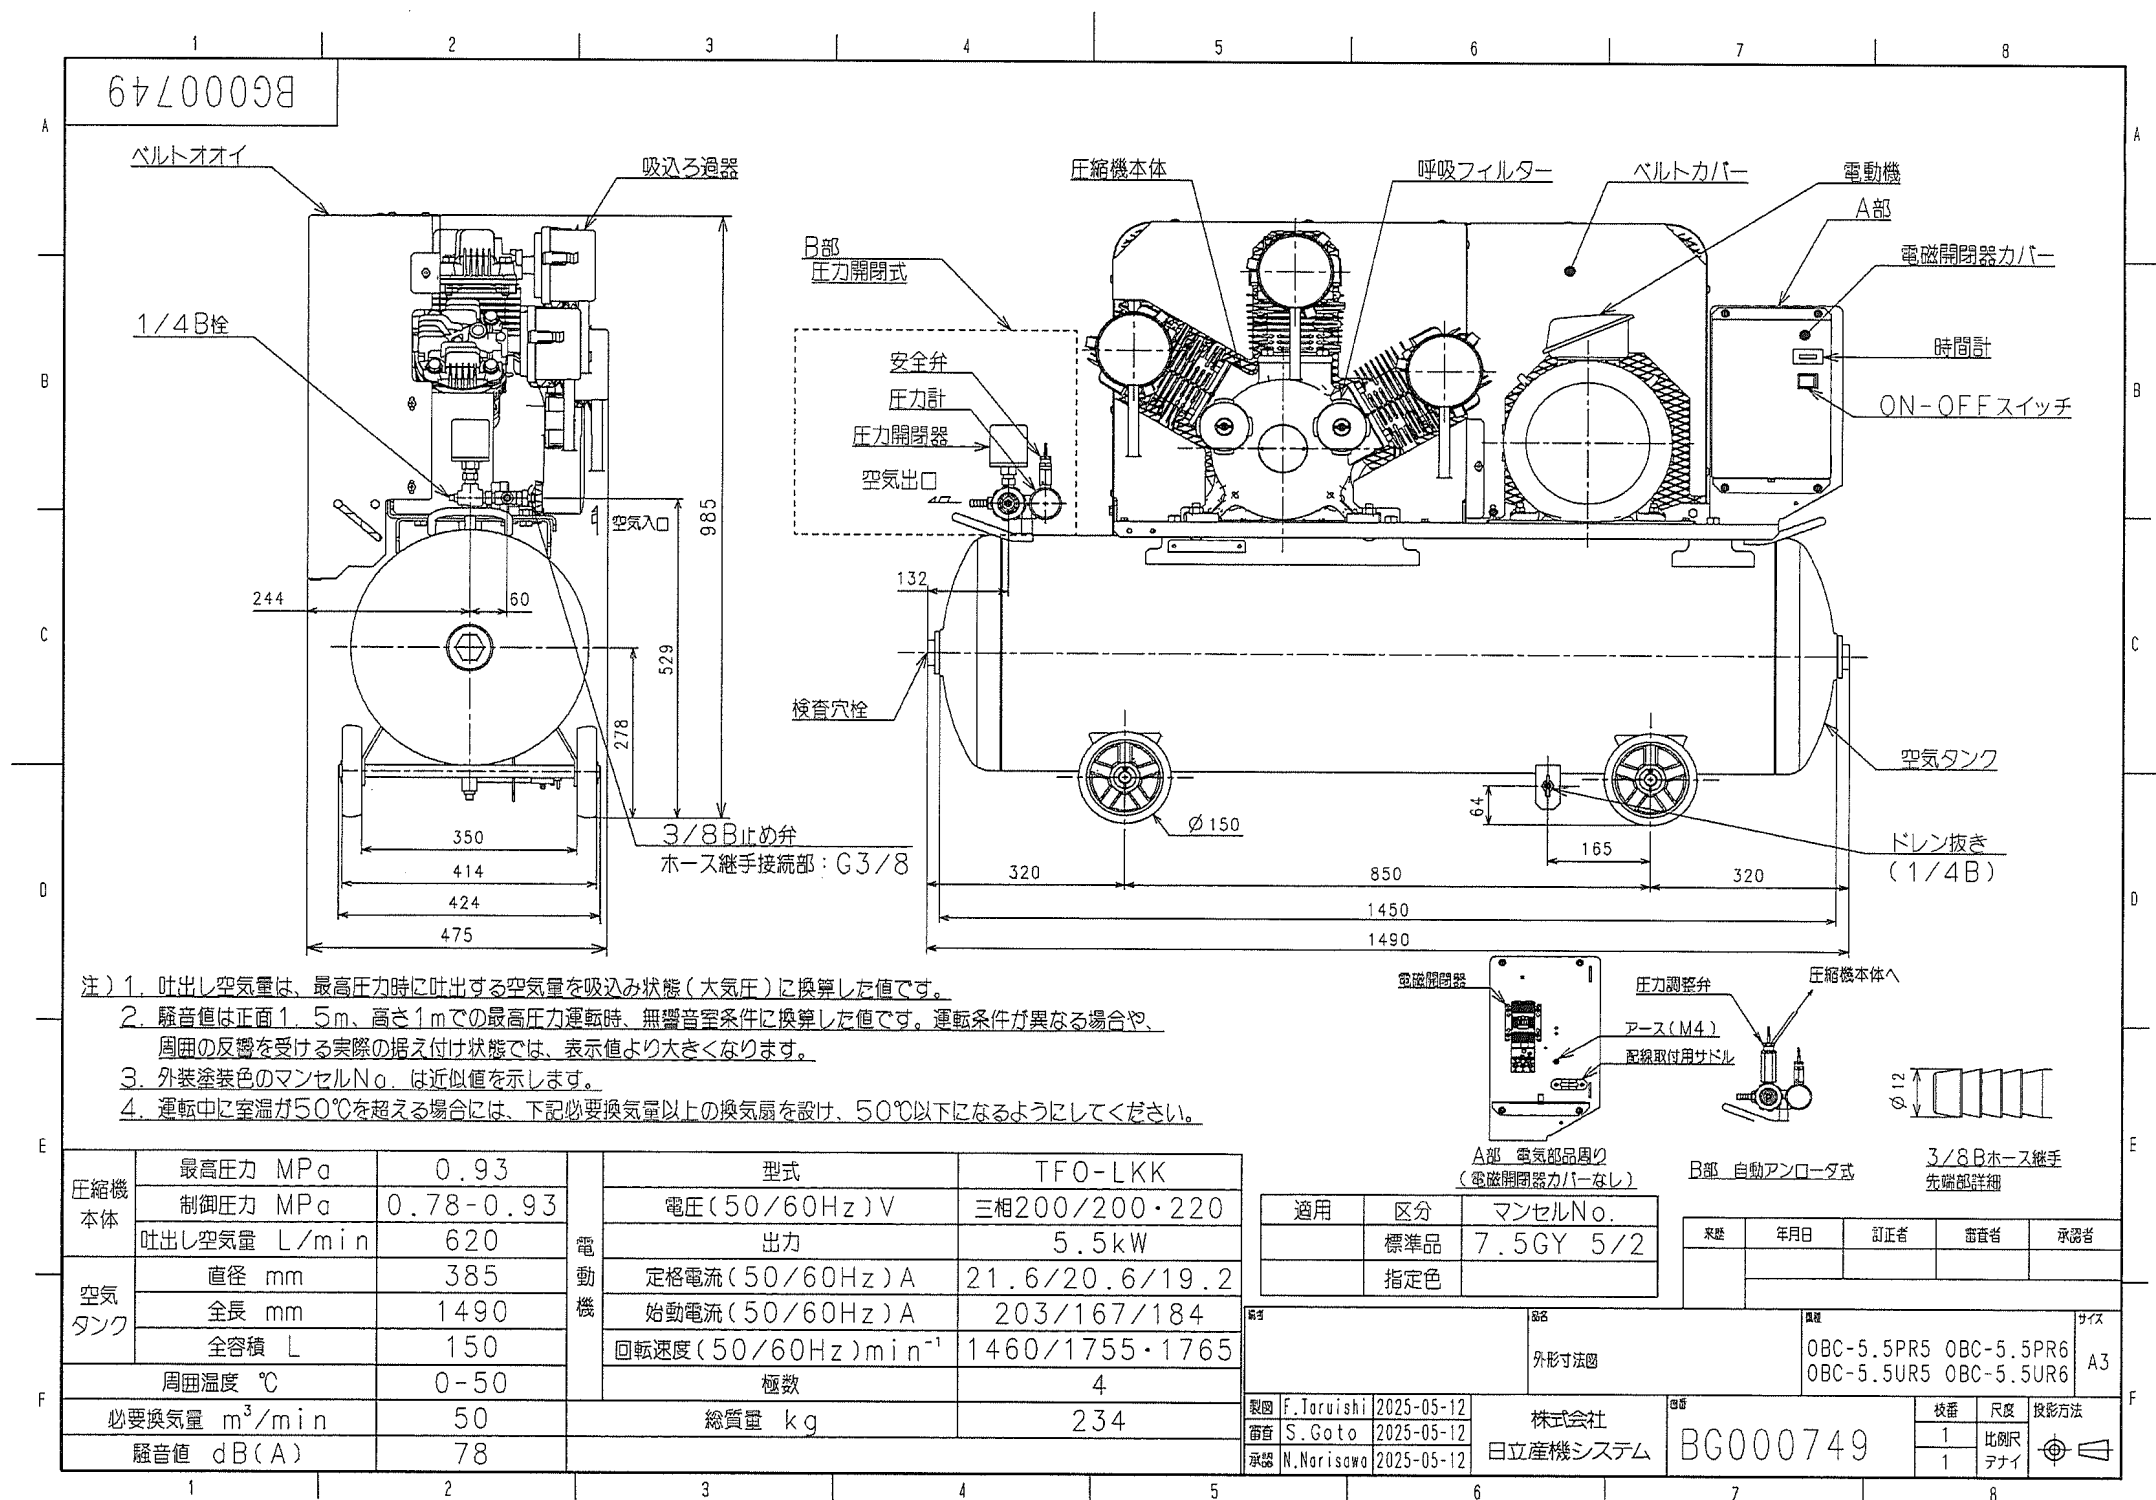

設計図

(全3枚のうち3枚目)

件名	筋ヶ浜終末処理場脱水設備No. 1 空気圧縮機修繕				
図名	取替空気圧縮機外形図（参考）				
課長	課長補佐	係長	係	縮尺	フリー
				作図年度	2026
下関市上下水道局			図番		

取替空氣壓縮機外形圖（參考）