


設計図 : 実施場所

件名	筋ヶ浜終末処理場No.2 返流水ポンプ修繕				
図名	筋ヶ浜終末処理場 平面図				
課長	課長補佐	係長	係	縮尺	フリー
				作図年度	2026
下関市上下水道局			図番		

別図2

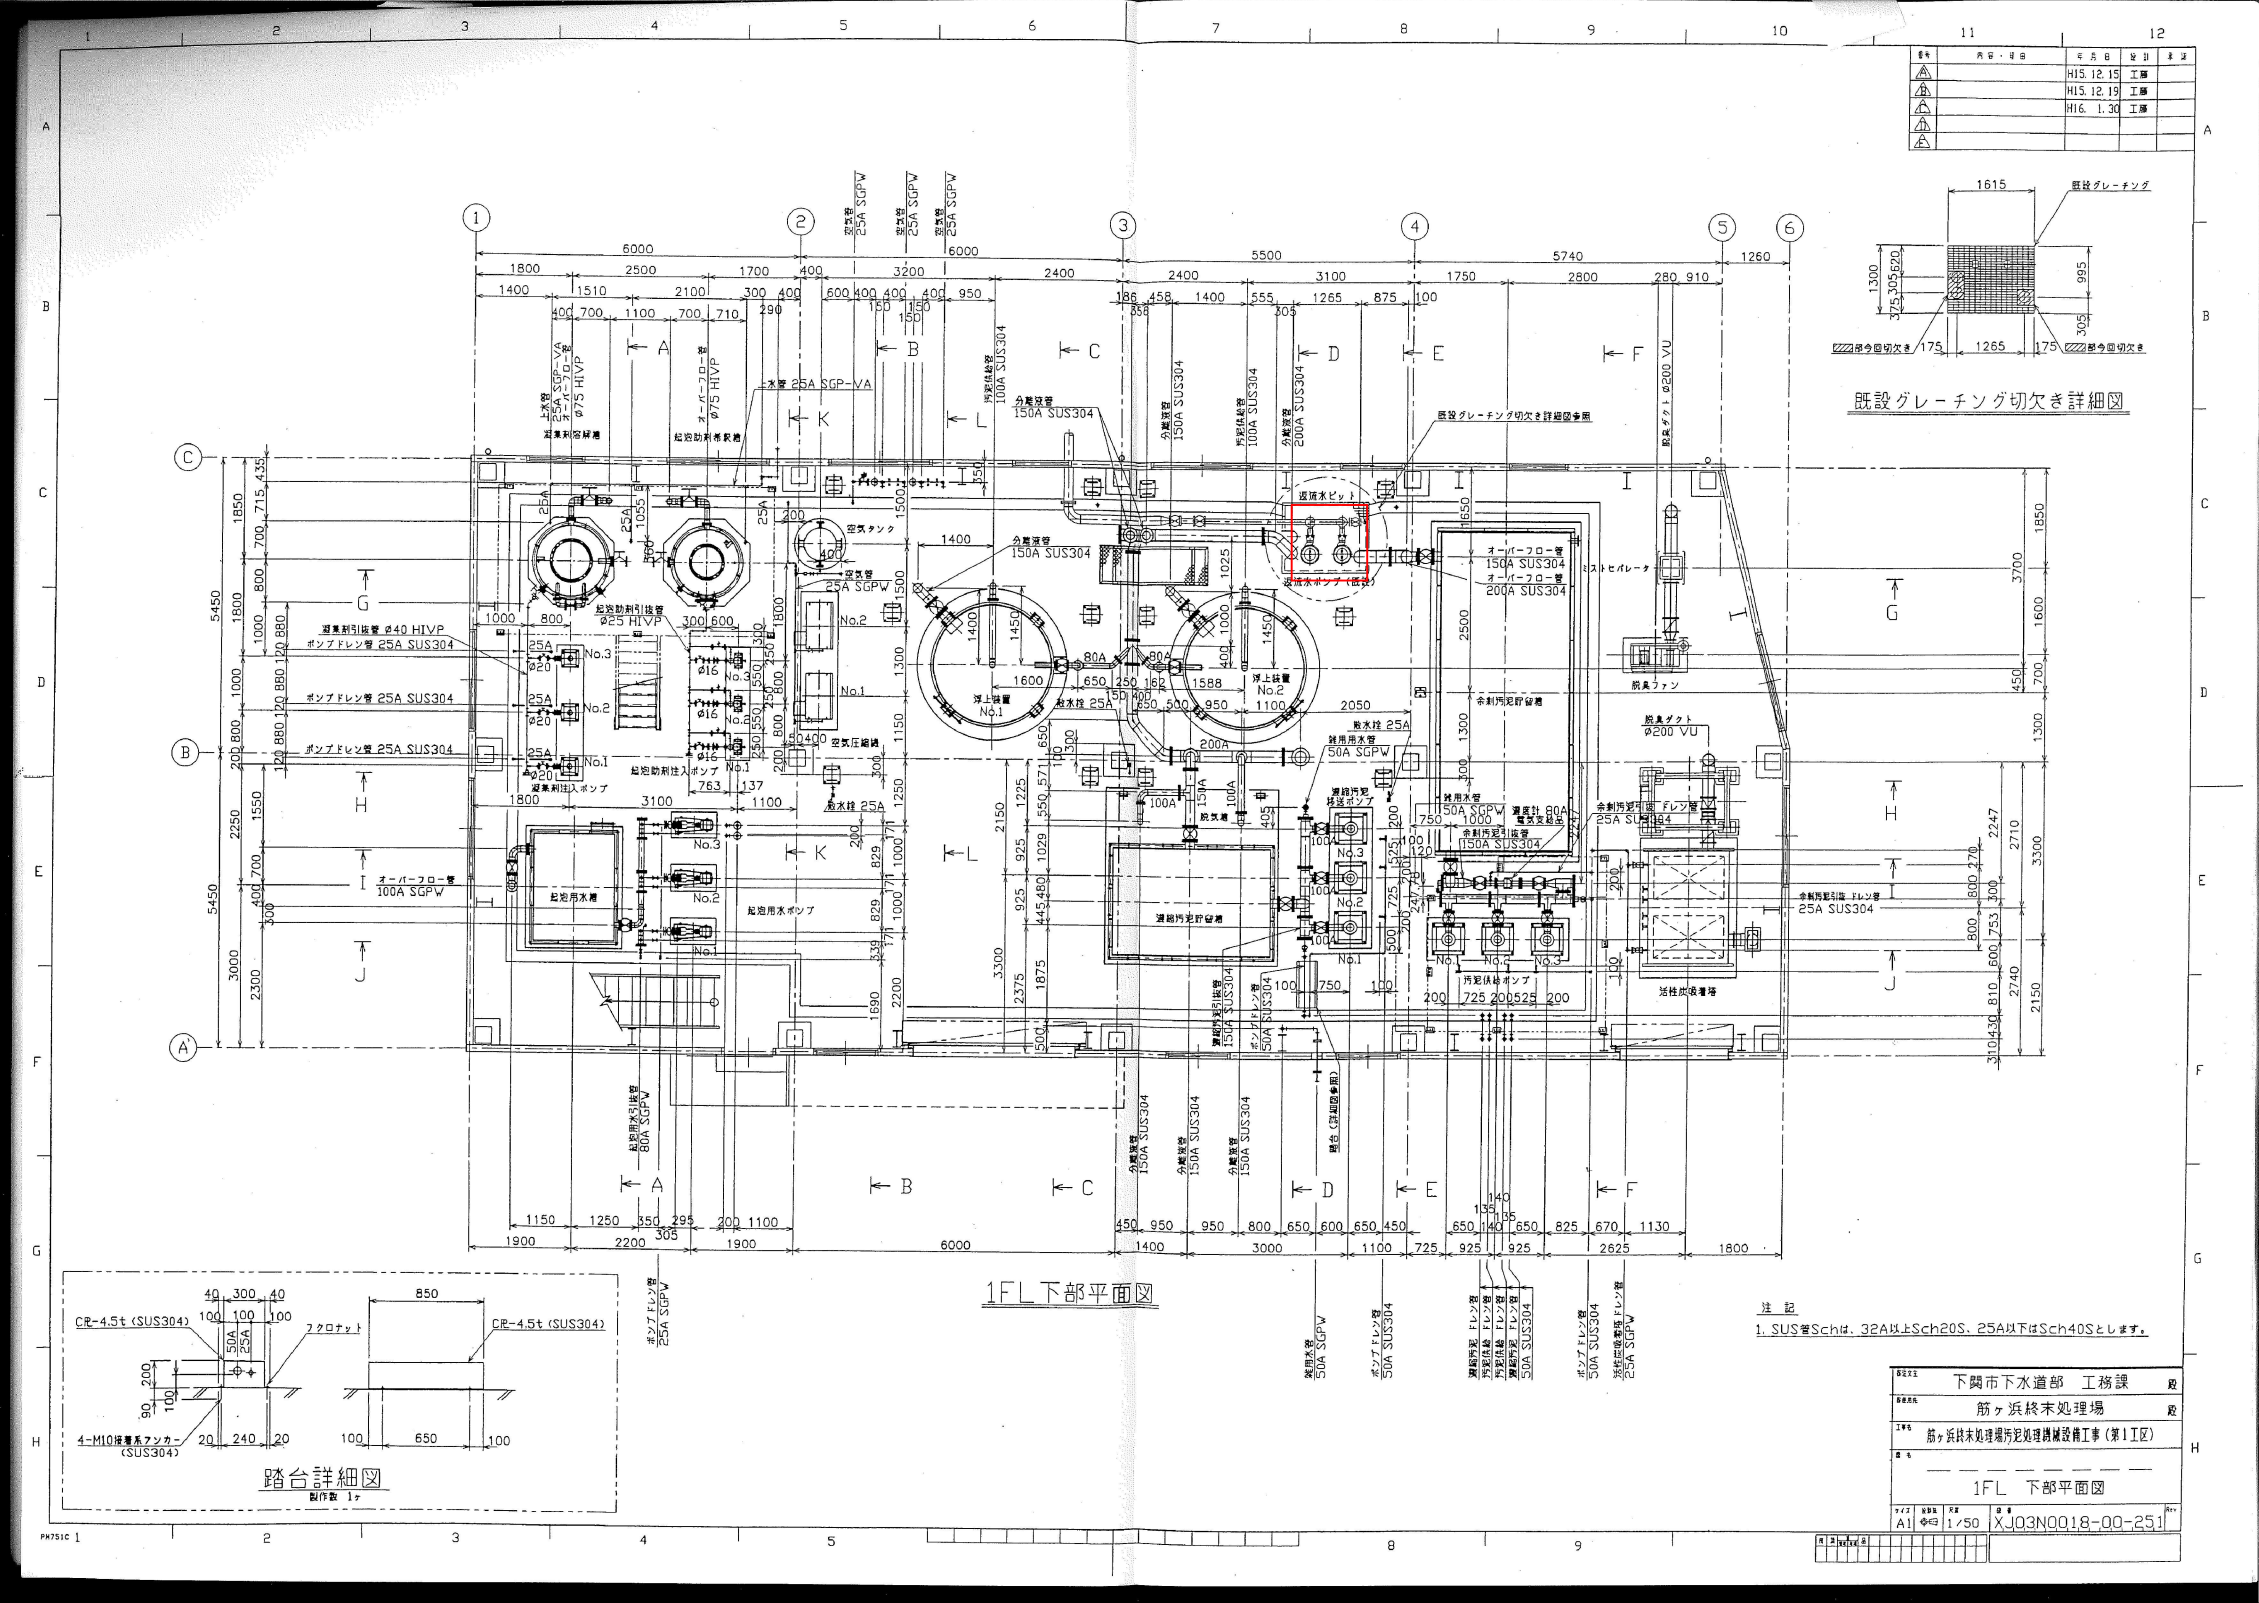

設計図

実施場所

(全2枚のうち2枚目)

件名	筋ヶ浜終末処理場No.2 返流水ポンプ修繕				
図名	機械濃縮棟 1階平面図				
課長	課長補佐	係長	係	縮尺	フリー
				作図年度	2026
下関市上下水道局			図番		