



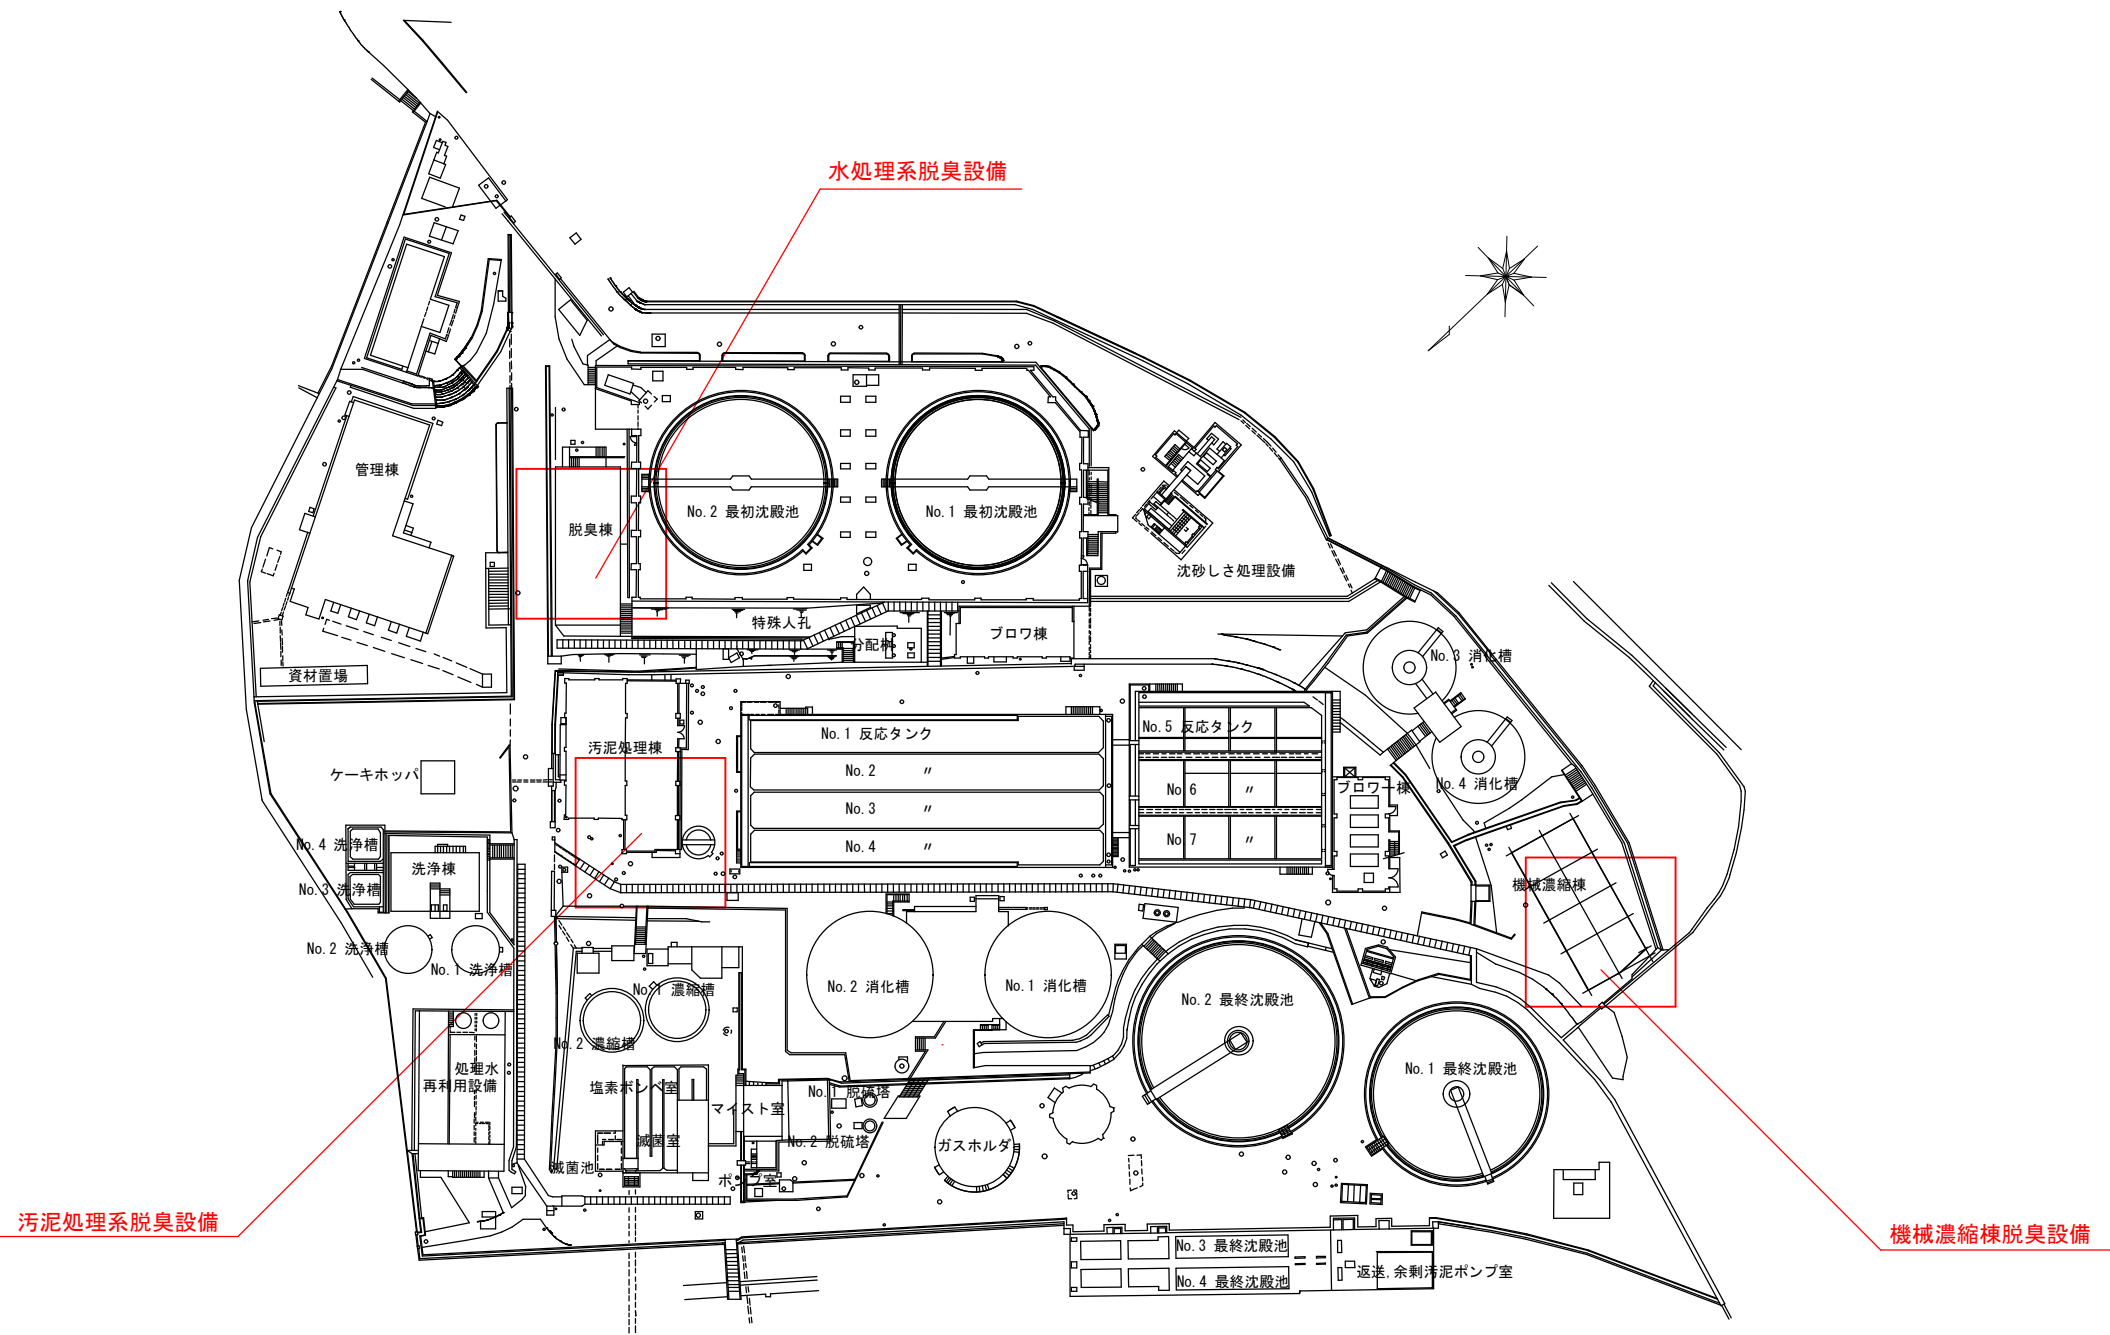

筋ヶ浜終末処理場 平面図

設計図		: 実施場所	
(全 6 枚のうち 1 枚目)			
業務名	筋ヶ浜終末処理場活性炭入替業務		
図名	筋ヶ浜終末処理場 平面図		
課長	課長補佐	係長	係
			縮尺 フリー
			作図年度 2026
下関市上下水道局		図番	

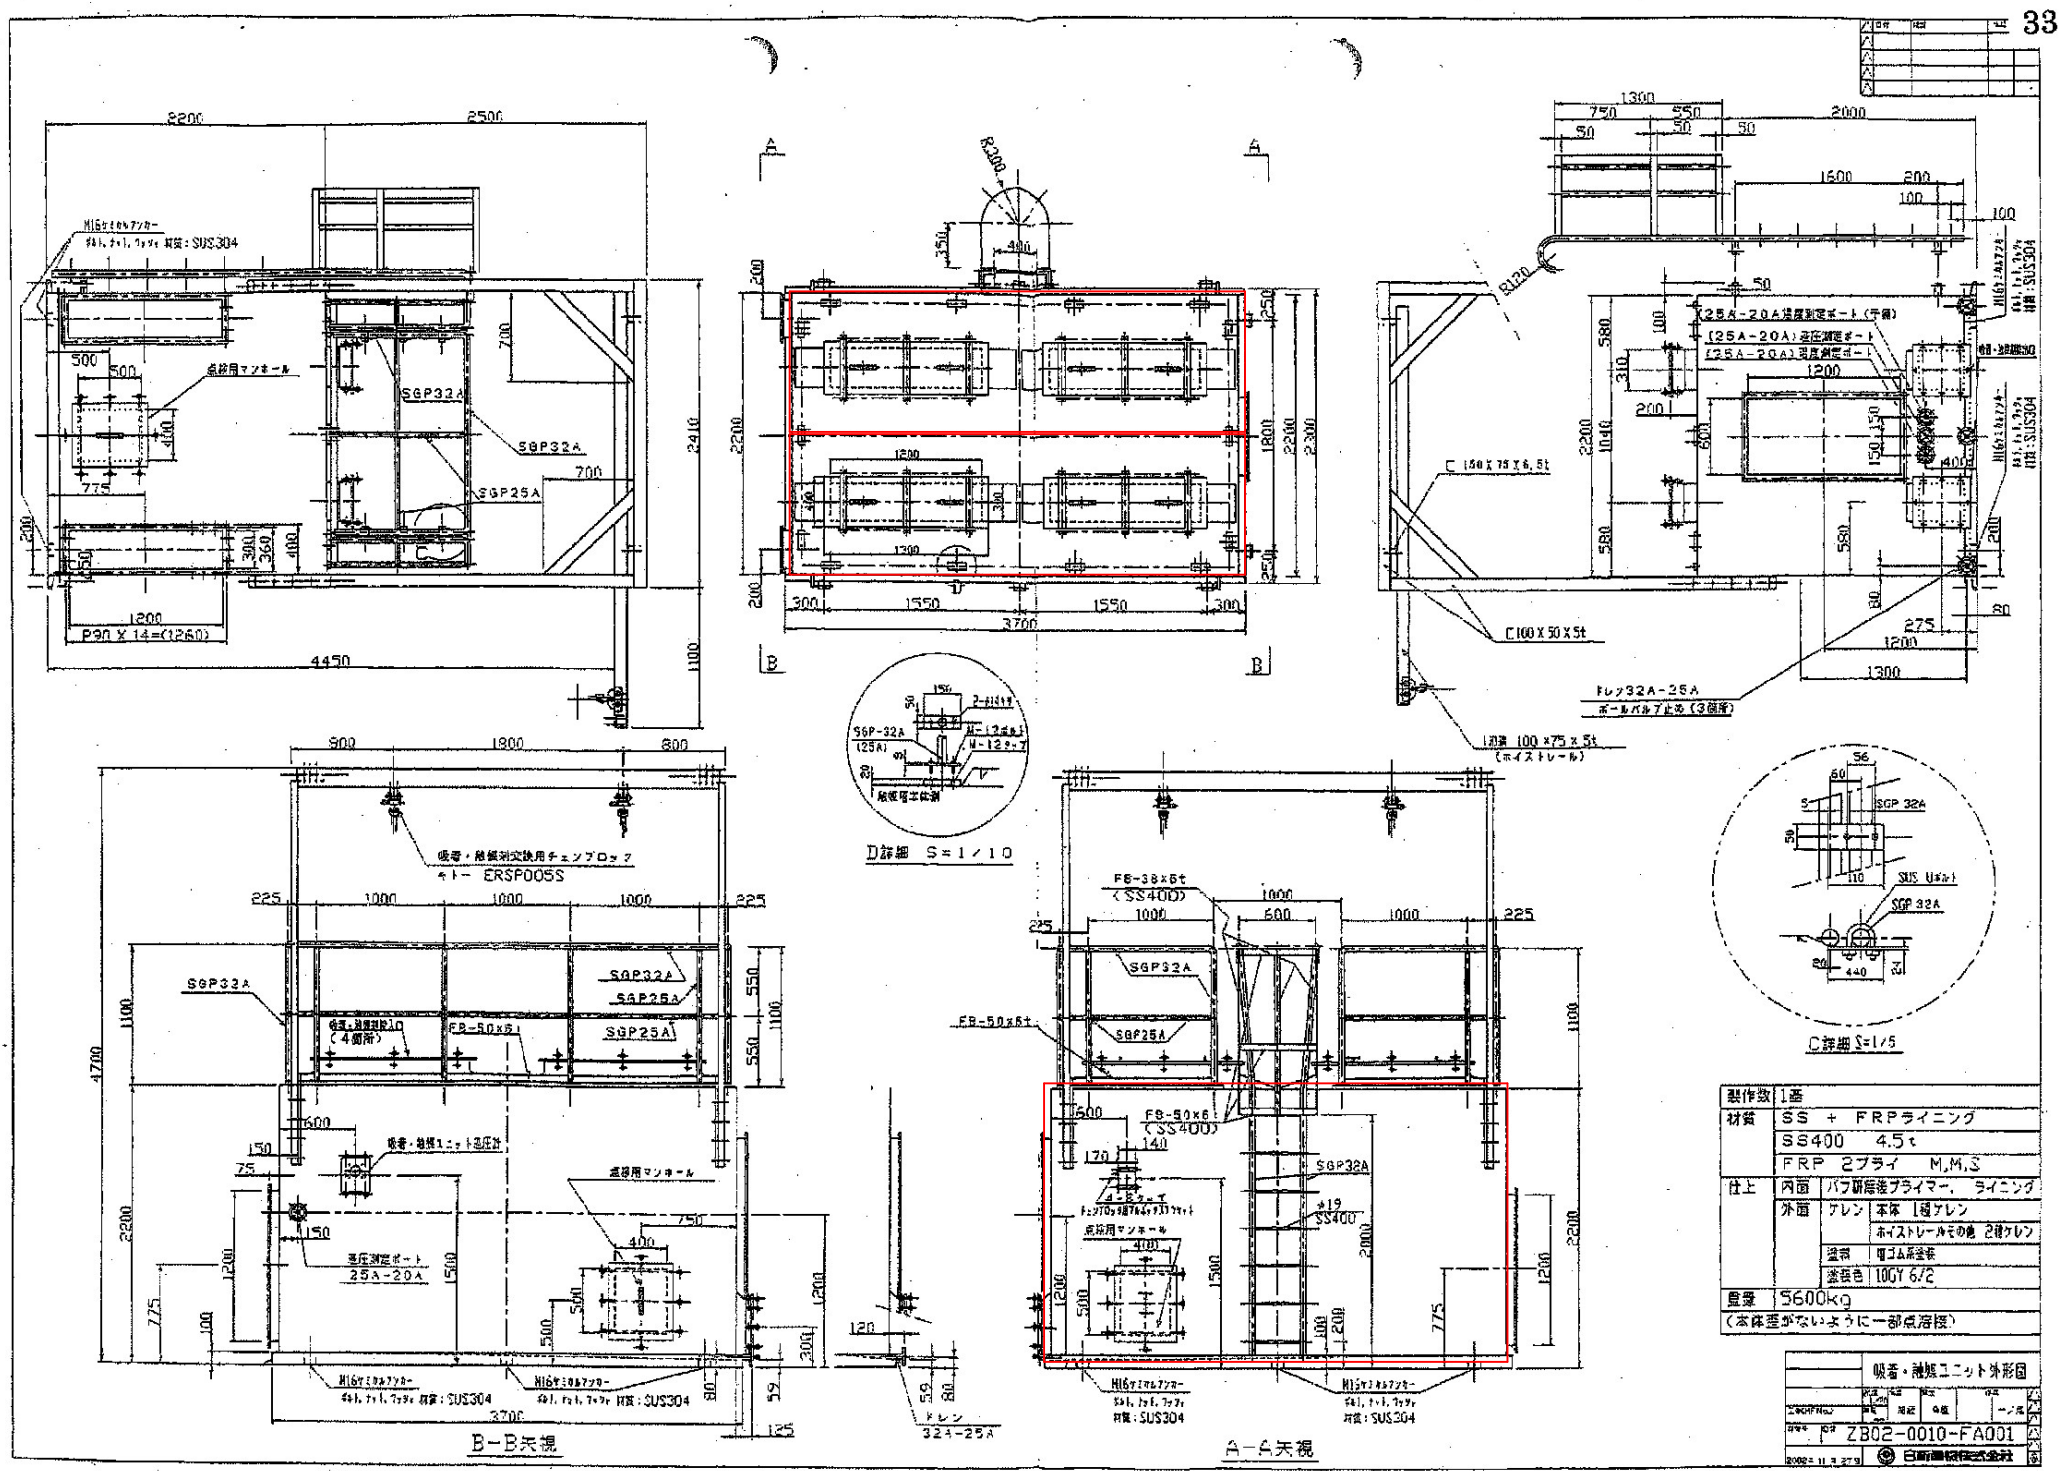


- 水処理系脱臭設備概要
- ① 吸着塔：直置機型式
 - ② 寸法：W2, 200mm × L3, 700mm × H2, 200mm
 - ③ 容量：マルチ炭 5, 700L (約2, 850kg)

水処理系脱臭設備活性炭吸着塔外形図

設計図 : 実施場所


(全 6 枚のうち 2 枚目)

業務名	筋ヶ浜終末処理場活性炭入替業務				
図名	水処理系脱臭設備活性炭吸着塔外形図				
課長	課長補佐	係長	係	縮尺	フリー
				作図年度	2026
下関市上下水道局				図番	

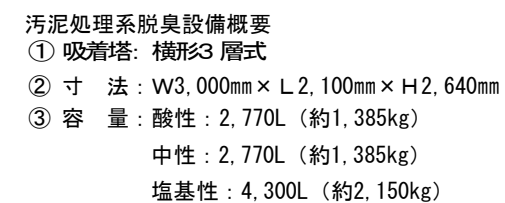

(全6枚のうち3枚目)

業務名	筋ヶ浜終末処理場活性炭代替業務				
図名	汚泥処理系脱臭設備活性炭吸着塔外形図				
課長	課長補佐	係長	係	縮尺	フリー
				作図年度	2026
下関市上下水道局			図番		

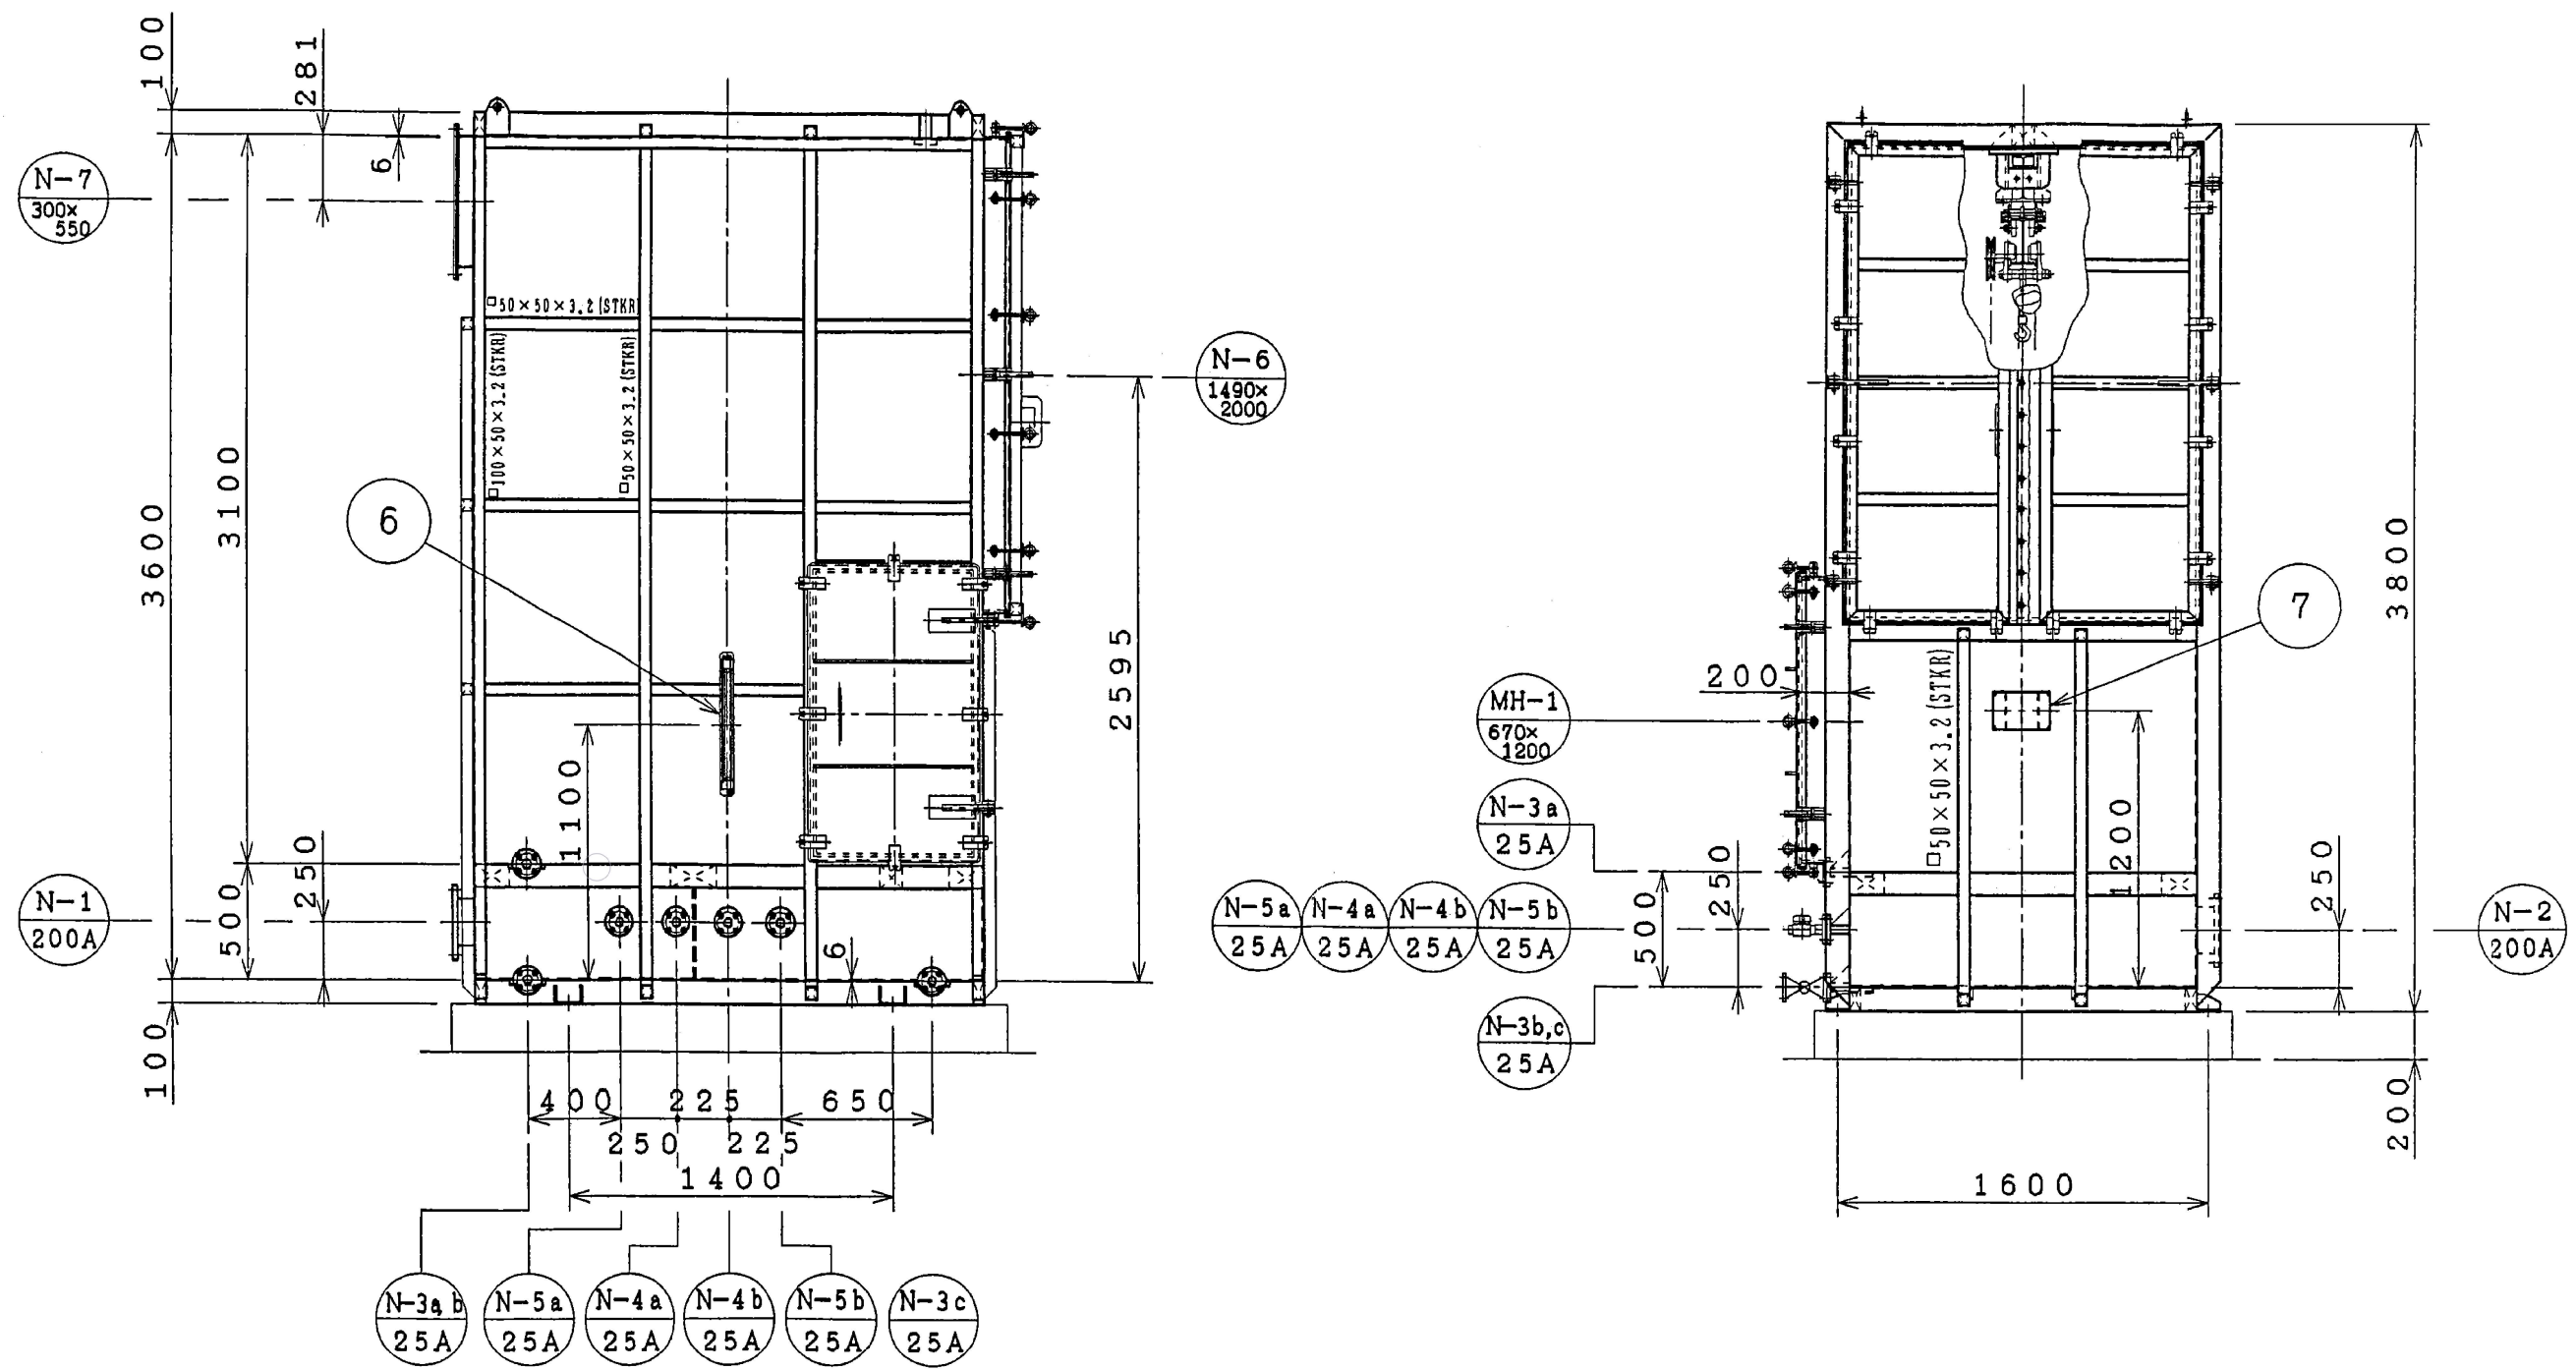


機械濃縮棟脱臭設備活性炭吸着塔外形図（1）

設計図

（全6枚のうち4枚目）

業務名	筋ヶ浜終末処理場活性炭入替業務				
図名	機械濃縮棟脱臭設備活性炭吸着塔外形図（1）				
課長	課長補佐	係長	係	縮尺	フリー
				作図年度	2026
下関市上下水道局				図番	

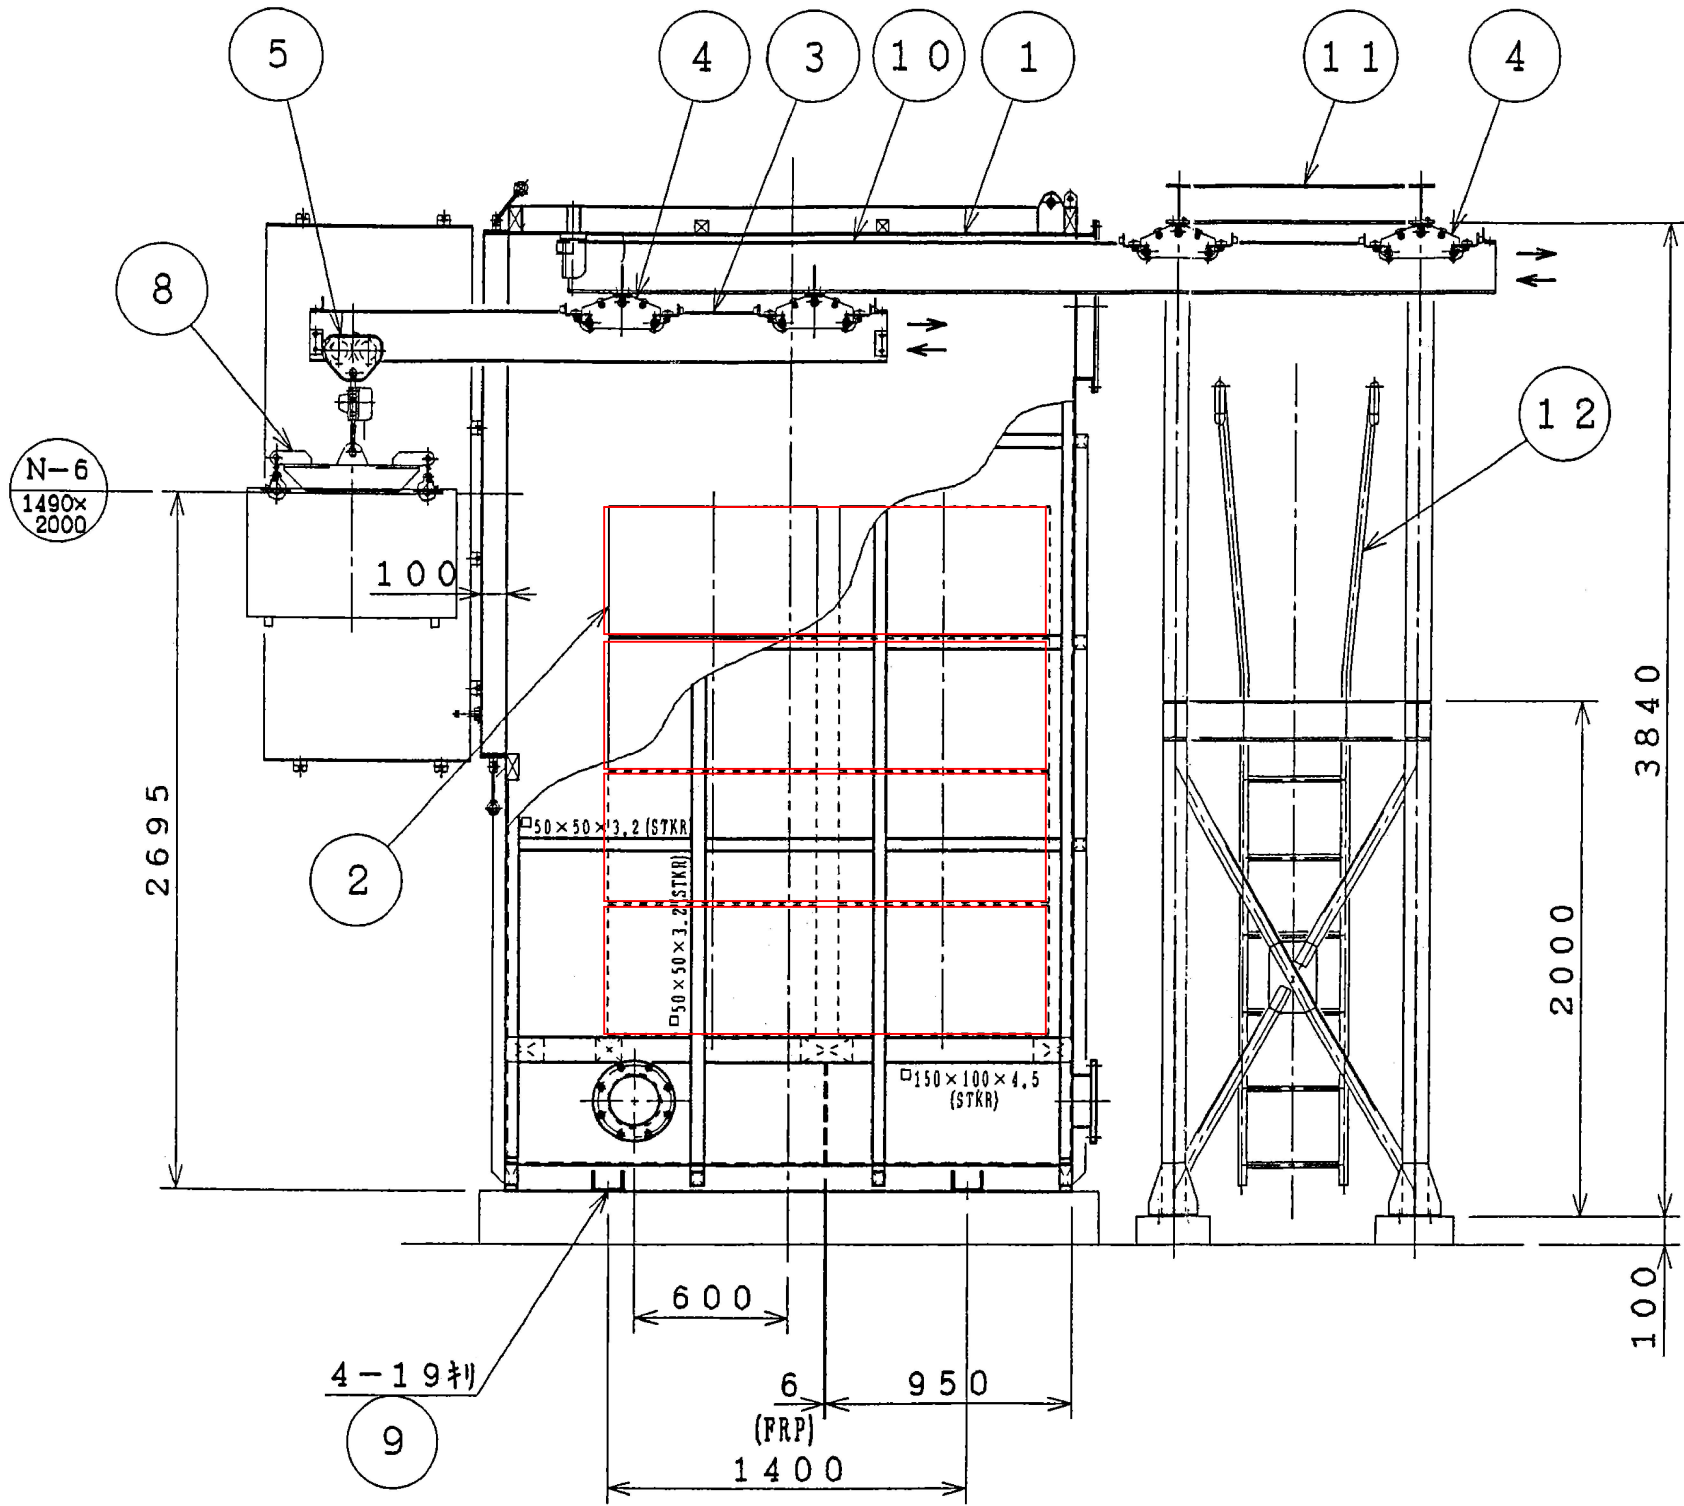

機械濃縮棟脱臭設備活性炭吸着塔外形図（2）


設計図

□ : 実施場所

(全6枚のうち5枚目)

業務名	筋ヶ浜終末処理場活性炭代替業務				
	図名 機械濃縮棟脱臭設備活性炭吸着塔外形図（２）				
課長	課長補佐	係長	係	縮尺	フリー
				作図年度	2026
下関市上下水道局			図番		

別図 6

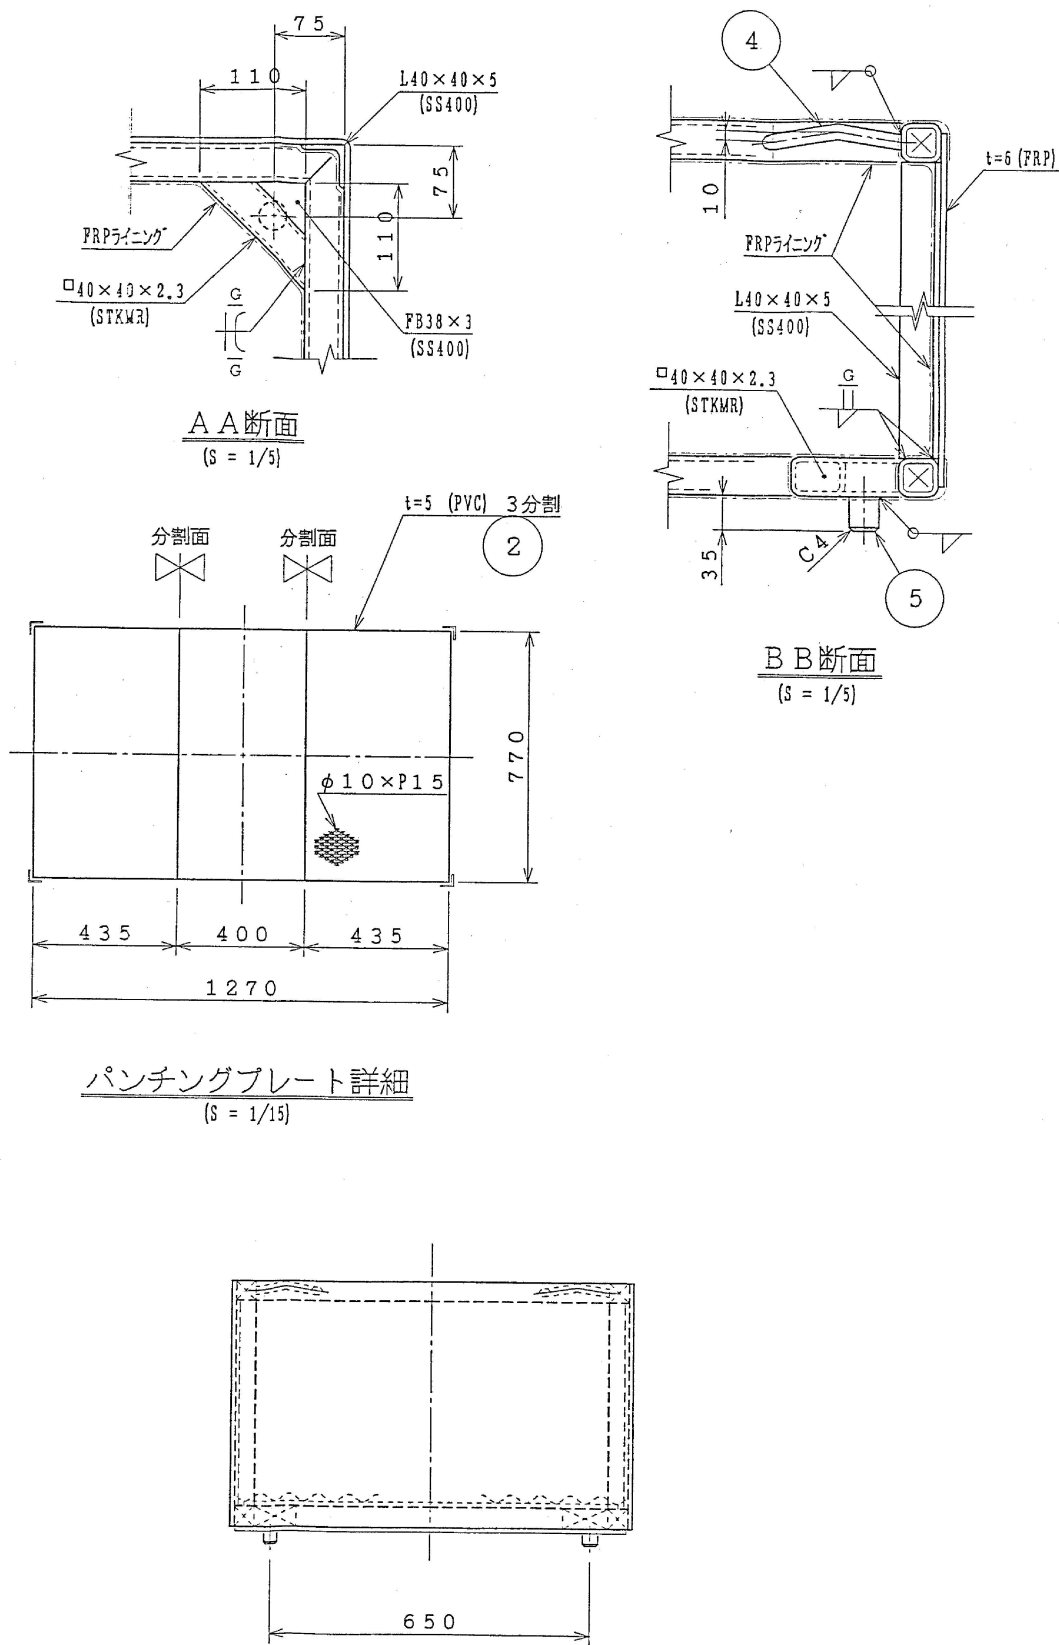

設計図

(全 6 枚のうち 6 枚目)

業務名	筋ヶ浜終末処理場活性炭入替業務			
	機械濃縮棟脱臭設備カートリッジ図			
課長	課長補佐	係長	係	縮尺
				フリー
				作図年度
				2026
下関市上下水道局			図番	