
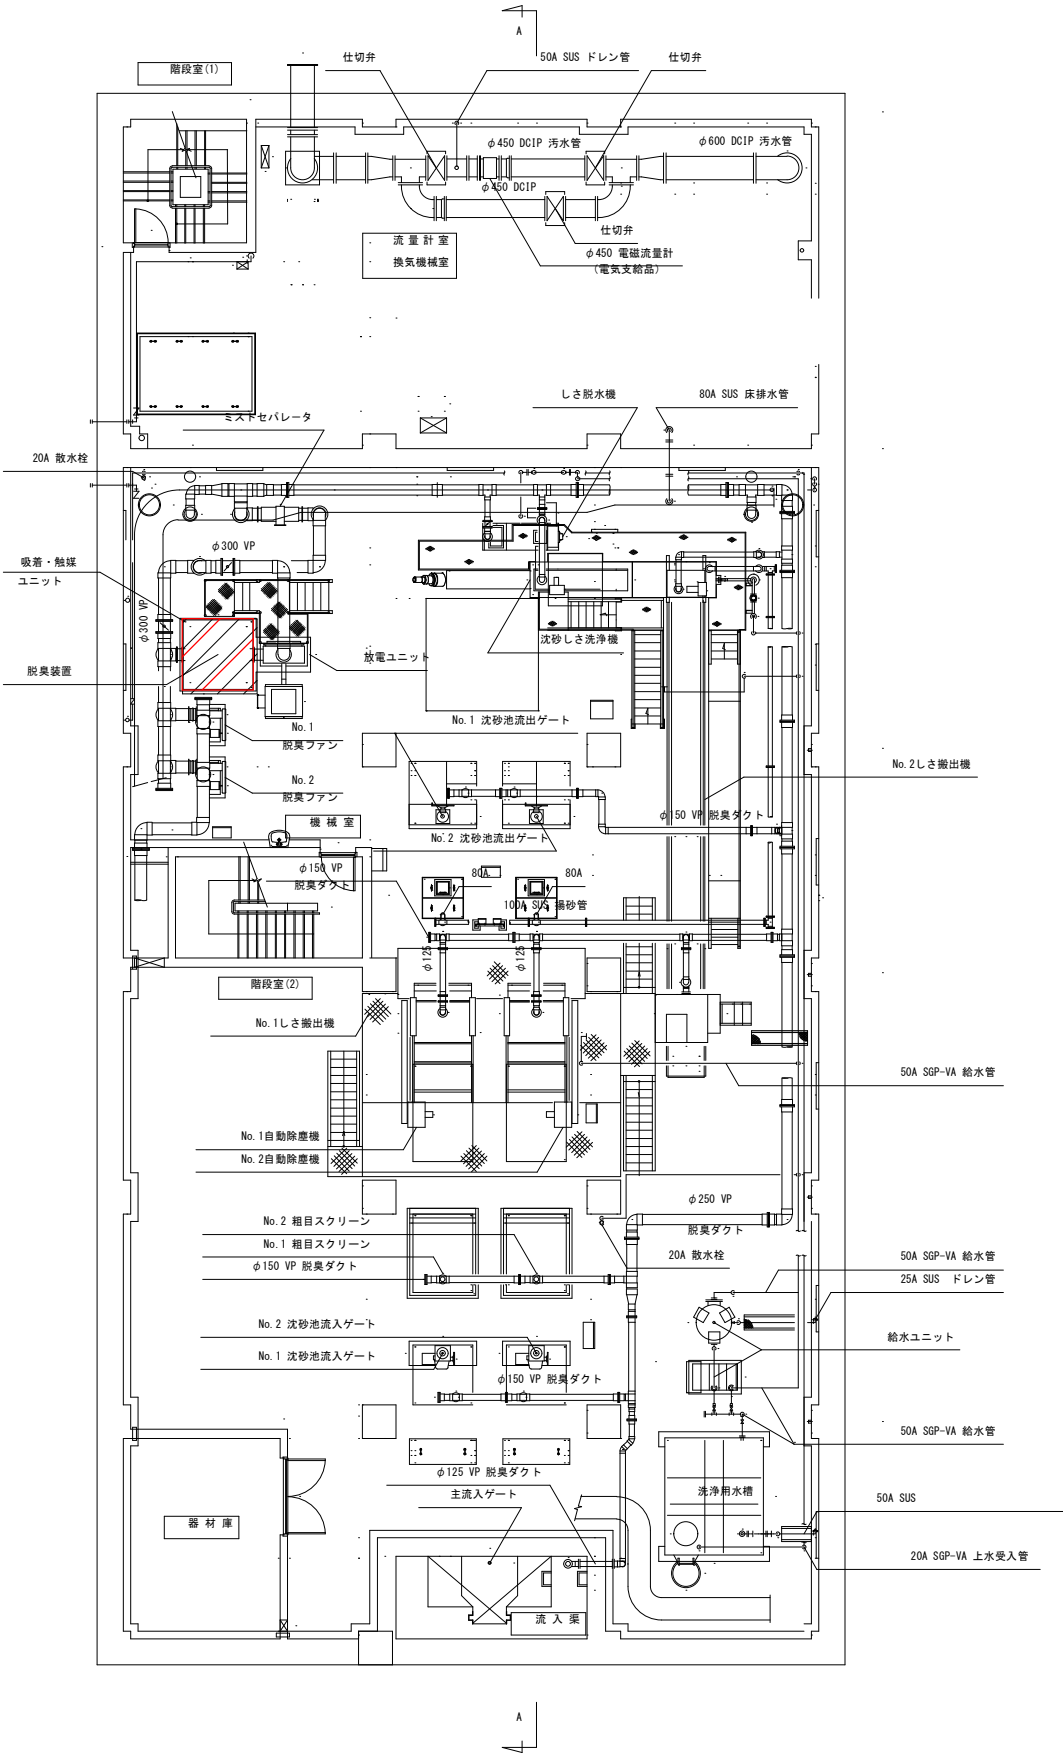


別図 1



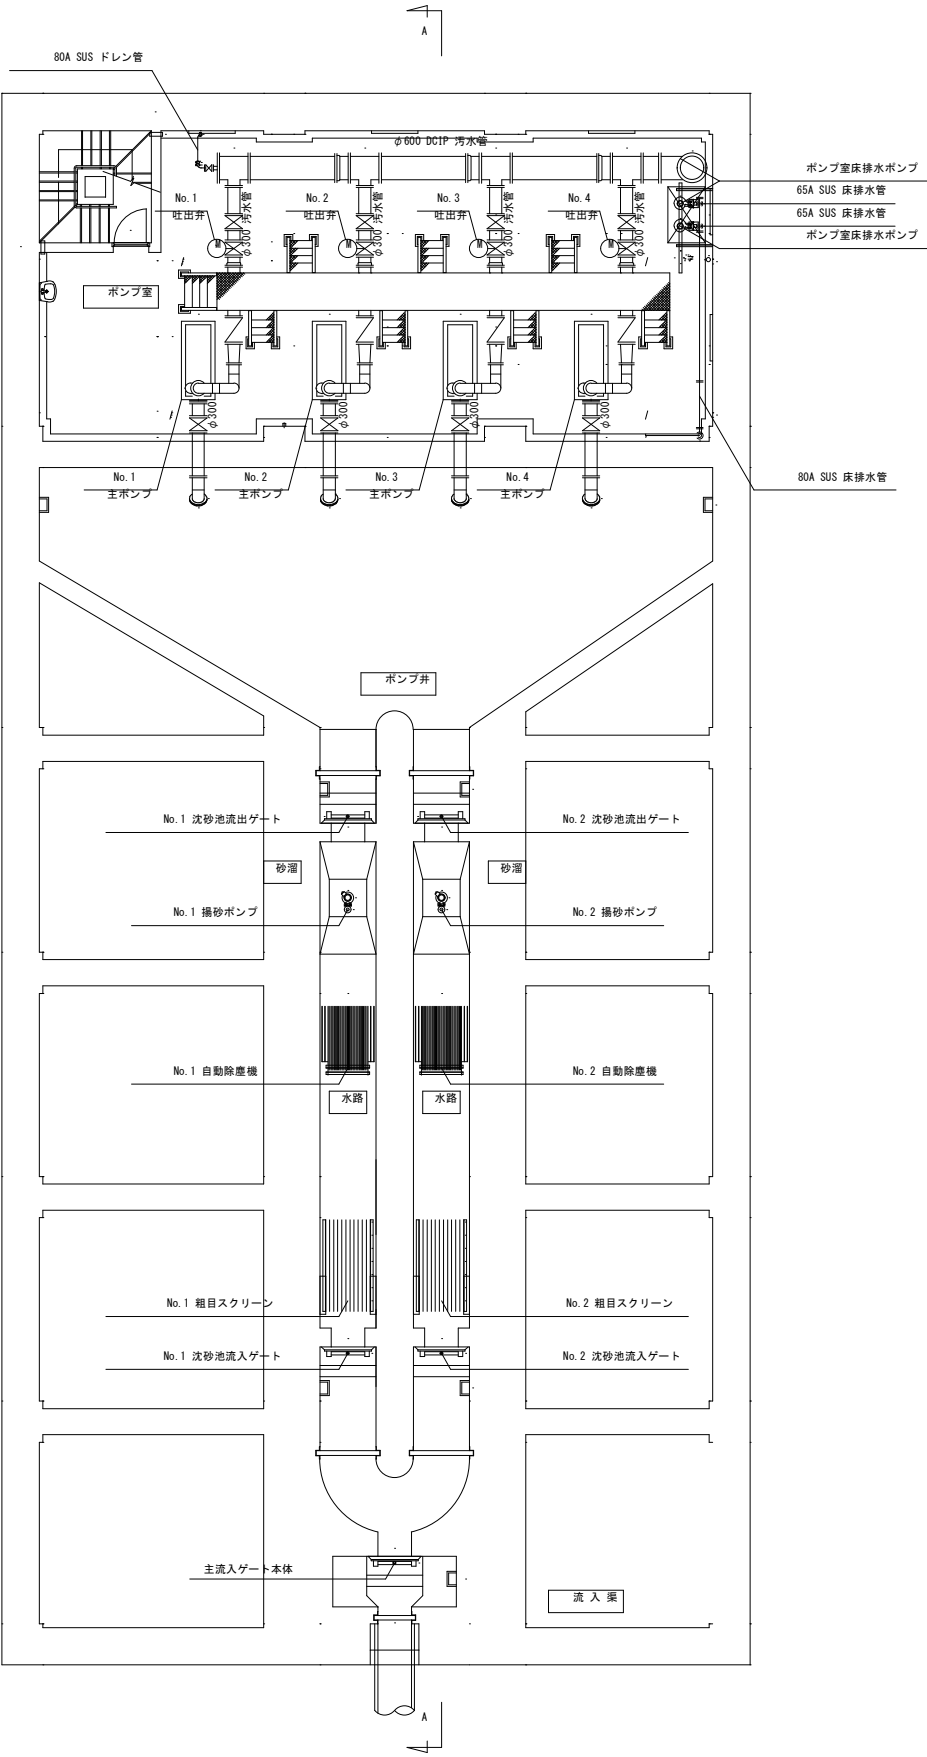


設計図

 : 実施場所

(全 6 枚のうち 1 枚目)

業務名	竹崎中継ポンプ場ほか活性炭入替業務				
図名	竹崎中継ポンプ場 B 1 F、B 2 F 平面図				
課長	課長補佐	係長	係	縮尺	フリー
				作図年度	2026
下関市上下水道局			図番		

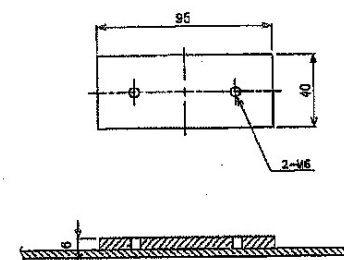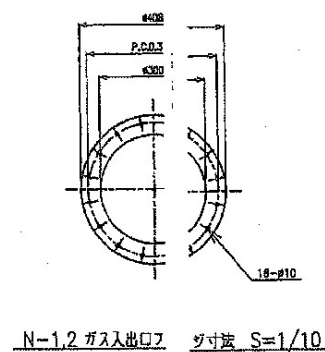
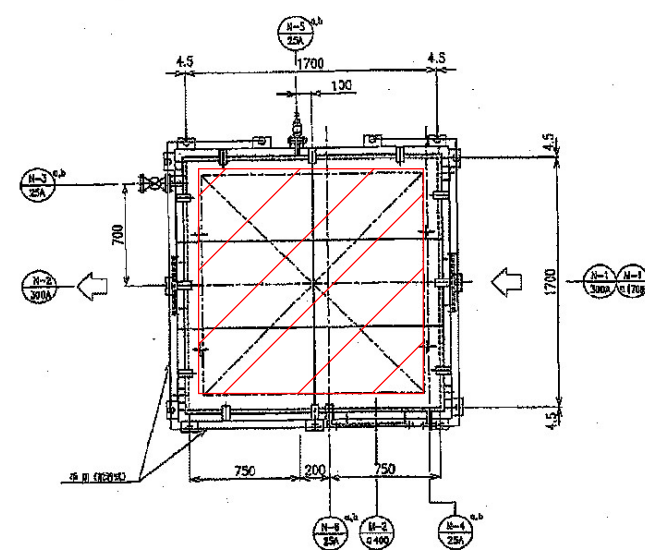


		仕 装	
施設名称	練習ユニット		
形式	CU40-2 上流型オートリブ式		
処理能力	40m ³ /min		
濃度	1.2倍、2.2倍タンク		
下地			
床厚	一層目	JS K 5774 JS K 5774+JS K 5774+JS K 5774+JS K 5774	35m
	二層目	JS K 5774 JS K 5774+JS K 5774+JS K 5774+JS K 5774	35m
	三層目	JS K 5774 JS K 5774+JS K 5774+JS K 5774+JS K 5774	35m
	四層目	JS K 5774 JS K 5774+JS K 5774+JS K 5774+JS K 5774	30m
装設色	6本装設工本全部済 C37-60D		
仕様	本体	SS400+内装PP+ラジエーター(Z27-1)	
	SS400	77mm	40 75 X 5 X 6
	SS400	77mm	40 59 X 5 X 6
手間	SEP	32A	
	SEP	25A	
料金	自 1700kg (重量減 破石・地盤調査等)		

番号	名称	口径	流量	備考
N-1	ガス入口	300A	1	
N-2	ガス出口	300A	1	
N-3	水入口	25A	2	JIS 10KF
N-4	水出口	25A	2	JIS 10KF
N-5	タンピング口	25A	2	JIS 10KF
N-6	空口ガス混合調整ポート	25A	1	JIS 10KF
M-1	カートリッジ出口	φ1700	1	
M-2	マンホール	φ400	1	

7	二次元現像速度	SS400	6	FB 40x81-
6	露光バルト	SUS304	4	N12x300L 77x77x77
5	形成度判定	SS400	1	
4	平鋸	SGP	1	
3	マノメータ	PVC	1	樹脂:1kPa
2	カートリッジ	FRP+SS400両用	1	
1	組立ユニット 本体	SS400+		
部数	名 称	材 質	数量	備 考

		敵艦ユニット 外形図			
		天底	左舷	真上	右舷
		前方	後方	左側	右側
工番 (UFWNo.)		艦名		久米川	一ノ尾
保管号	図番	NKC-01503			
05年 10月 18日		 日本興業株式会社 〒-2-6-26			

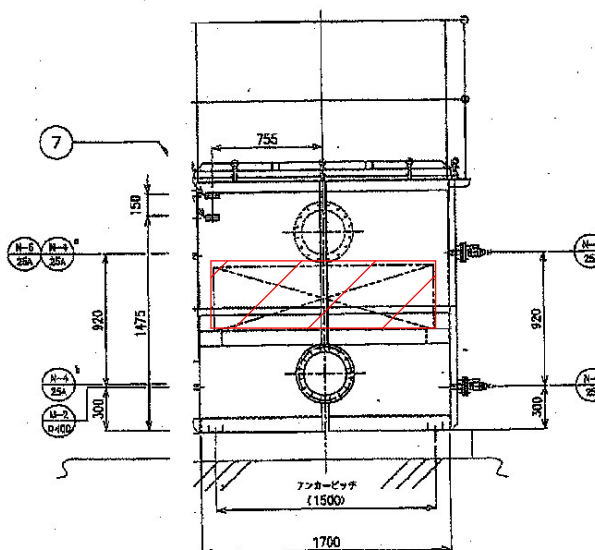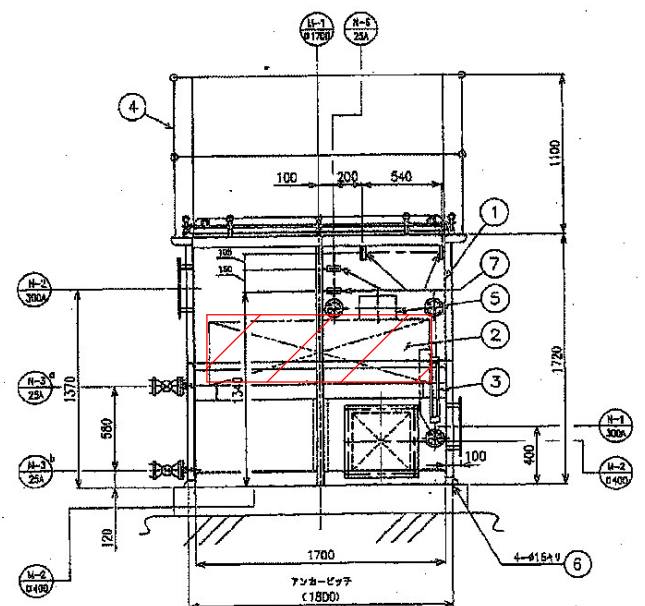


竹崎中継ポンプ場活性炭吸着塔外形図

設計図

 : 実施場所

(全6枚のうち2枚目)

業務名	竹崎中継ポンプ場ほか活性炭入替業務				
	竹崎中継ポンプ場活性炭吸着塔外形図				
図名	課長	課長補佐	係長	係	縮尺 フリー
					作図年度 2026
下関市上下水道局				図番	

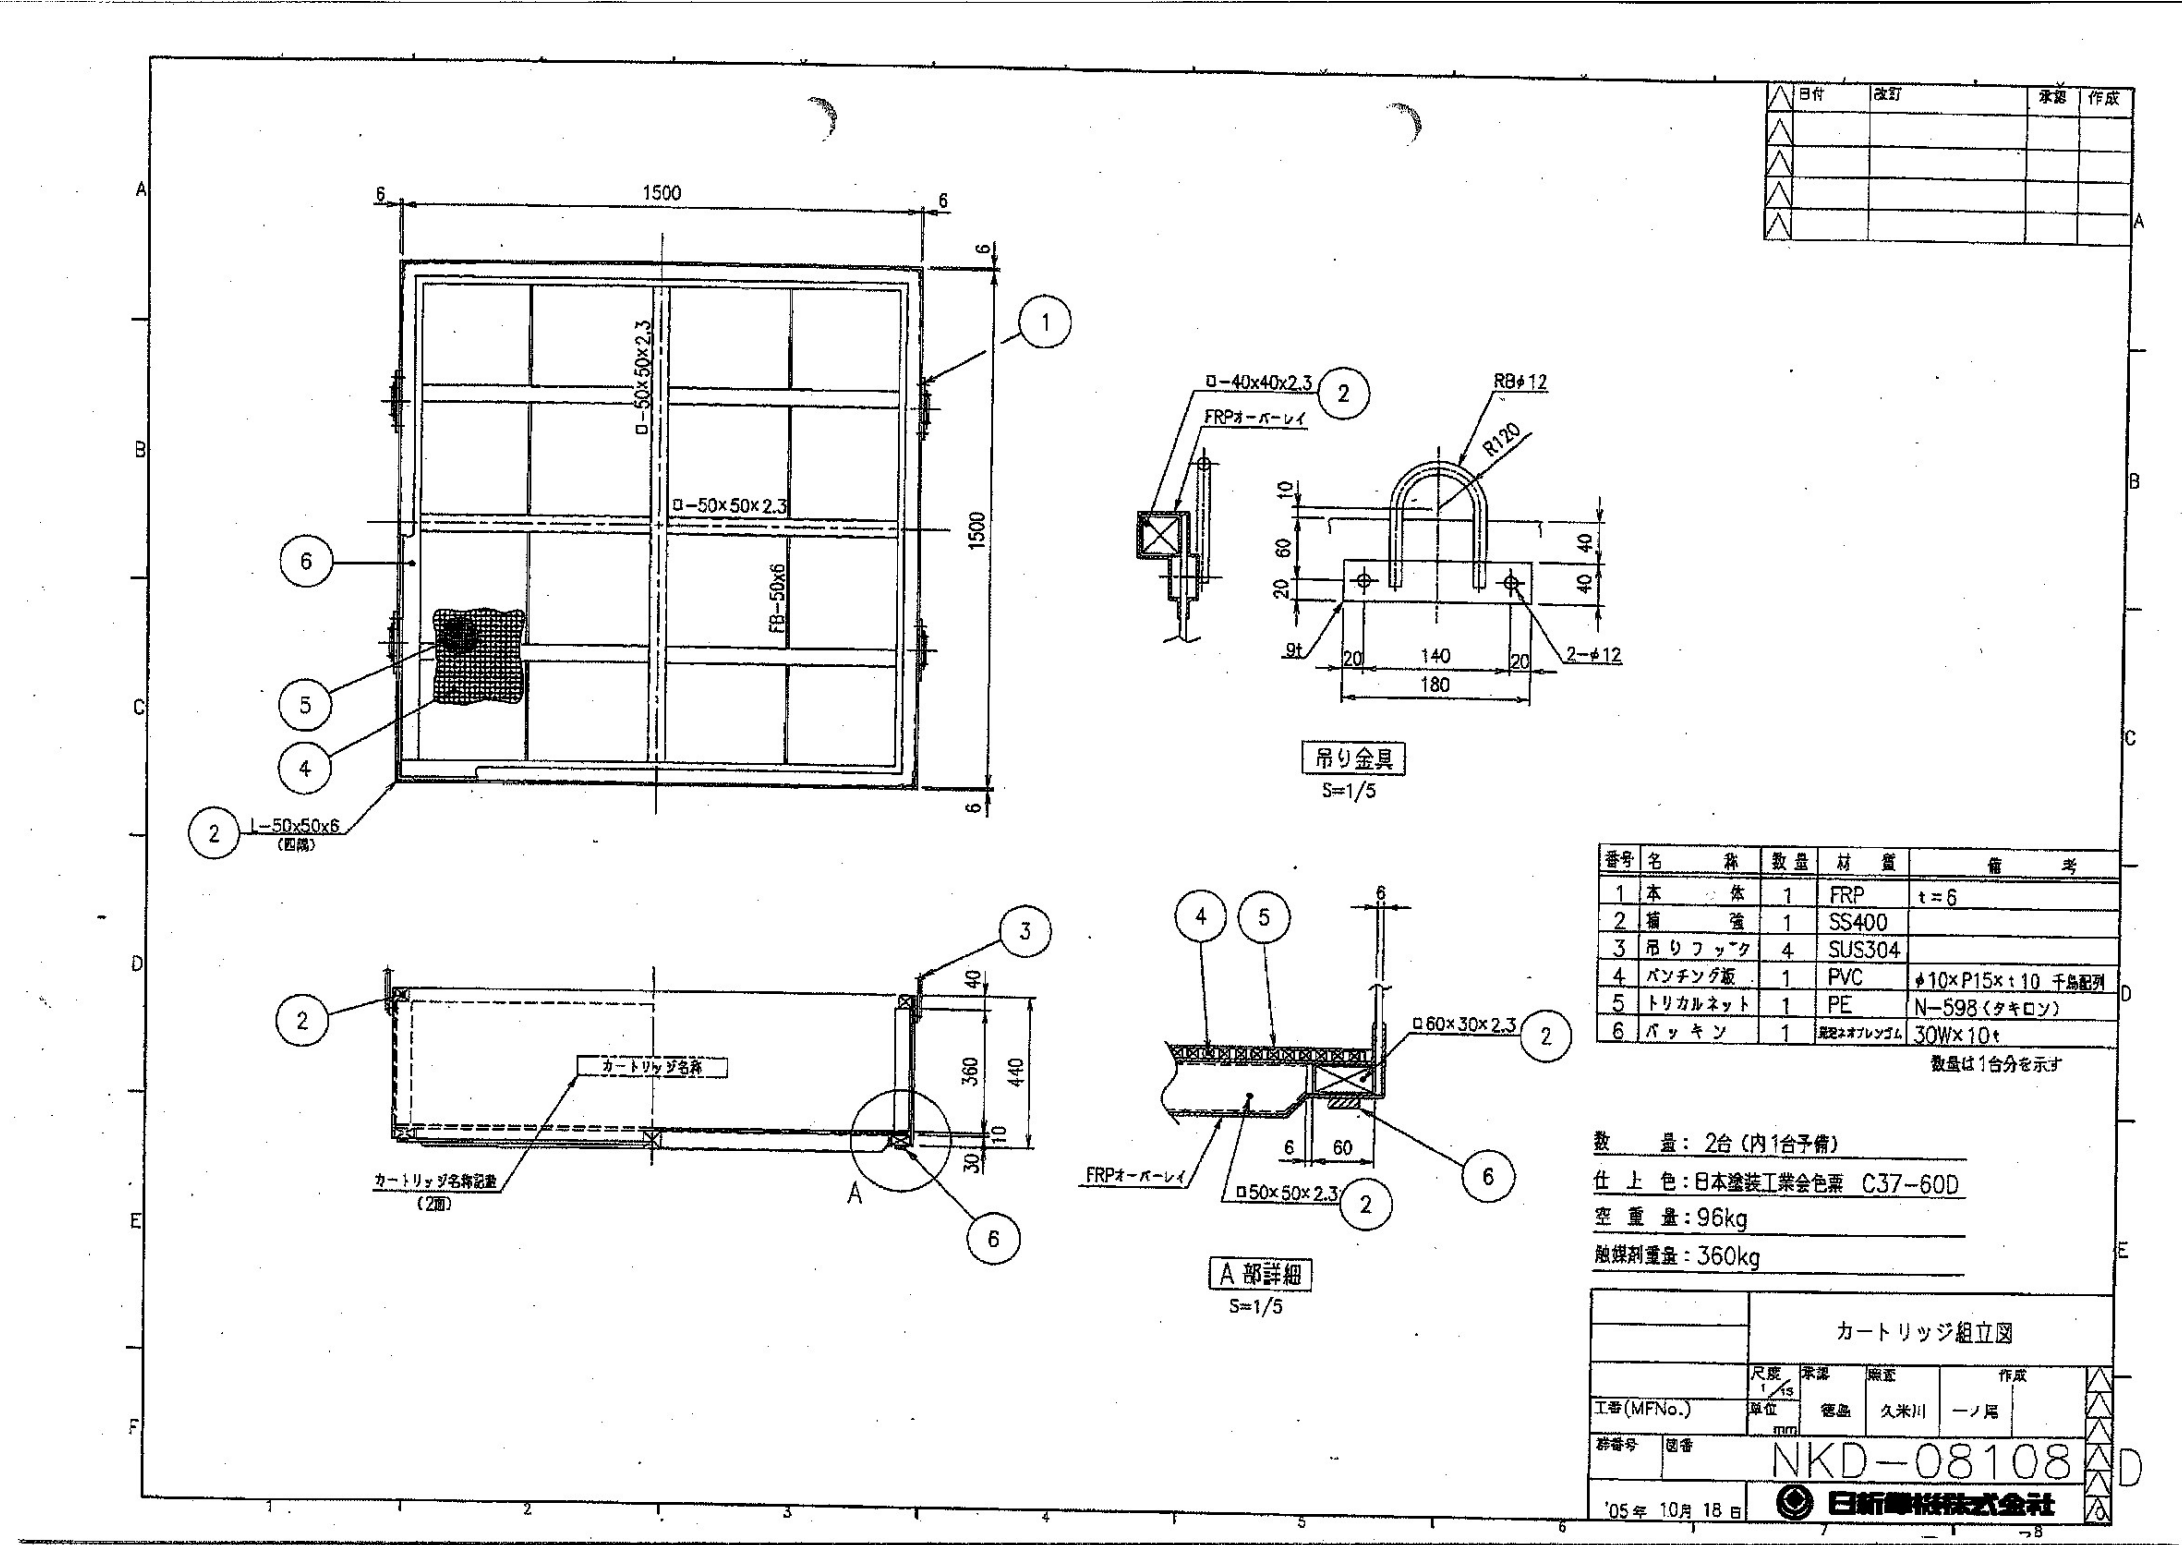


竹崎中継ポンプ場カートリッジ組立図

設計図

(全6枚のうち3枚目)

業務名	竹崎中継ポンプ場ほか活性炭入替業務				
図名	竹崎中継ポンプ場カートリッジ組立図				
課長	課長補佐	係長	係	縮尺	フリー
				作図年度	2026
下関市上下水道局				図番	

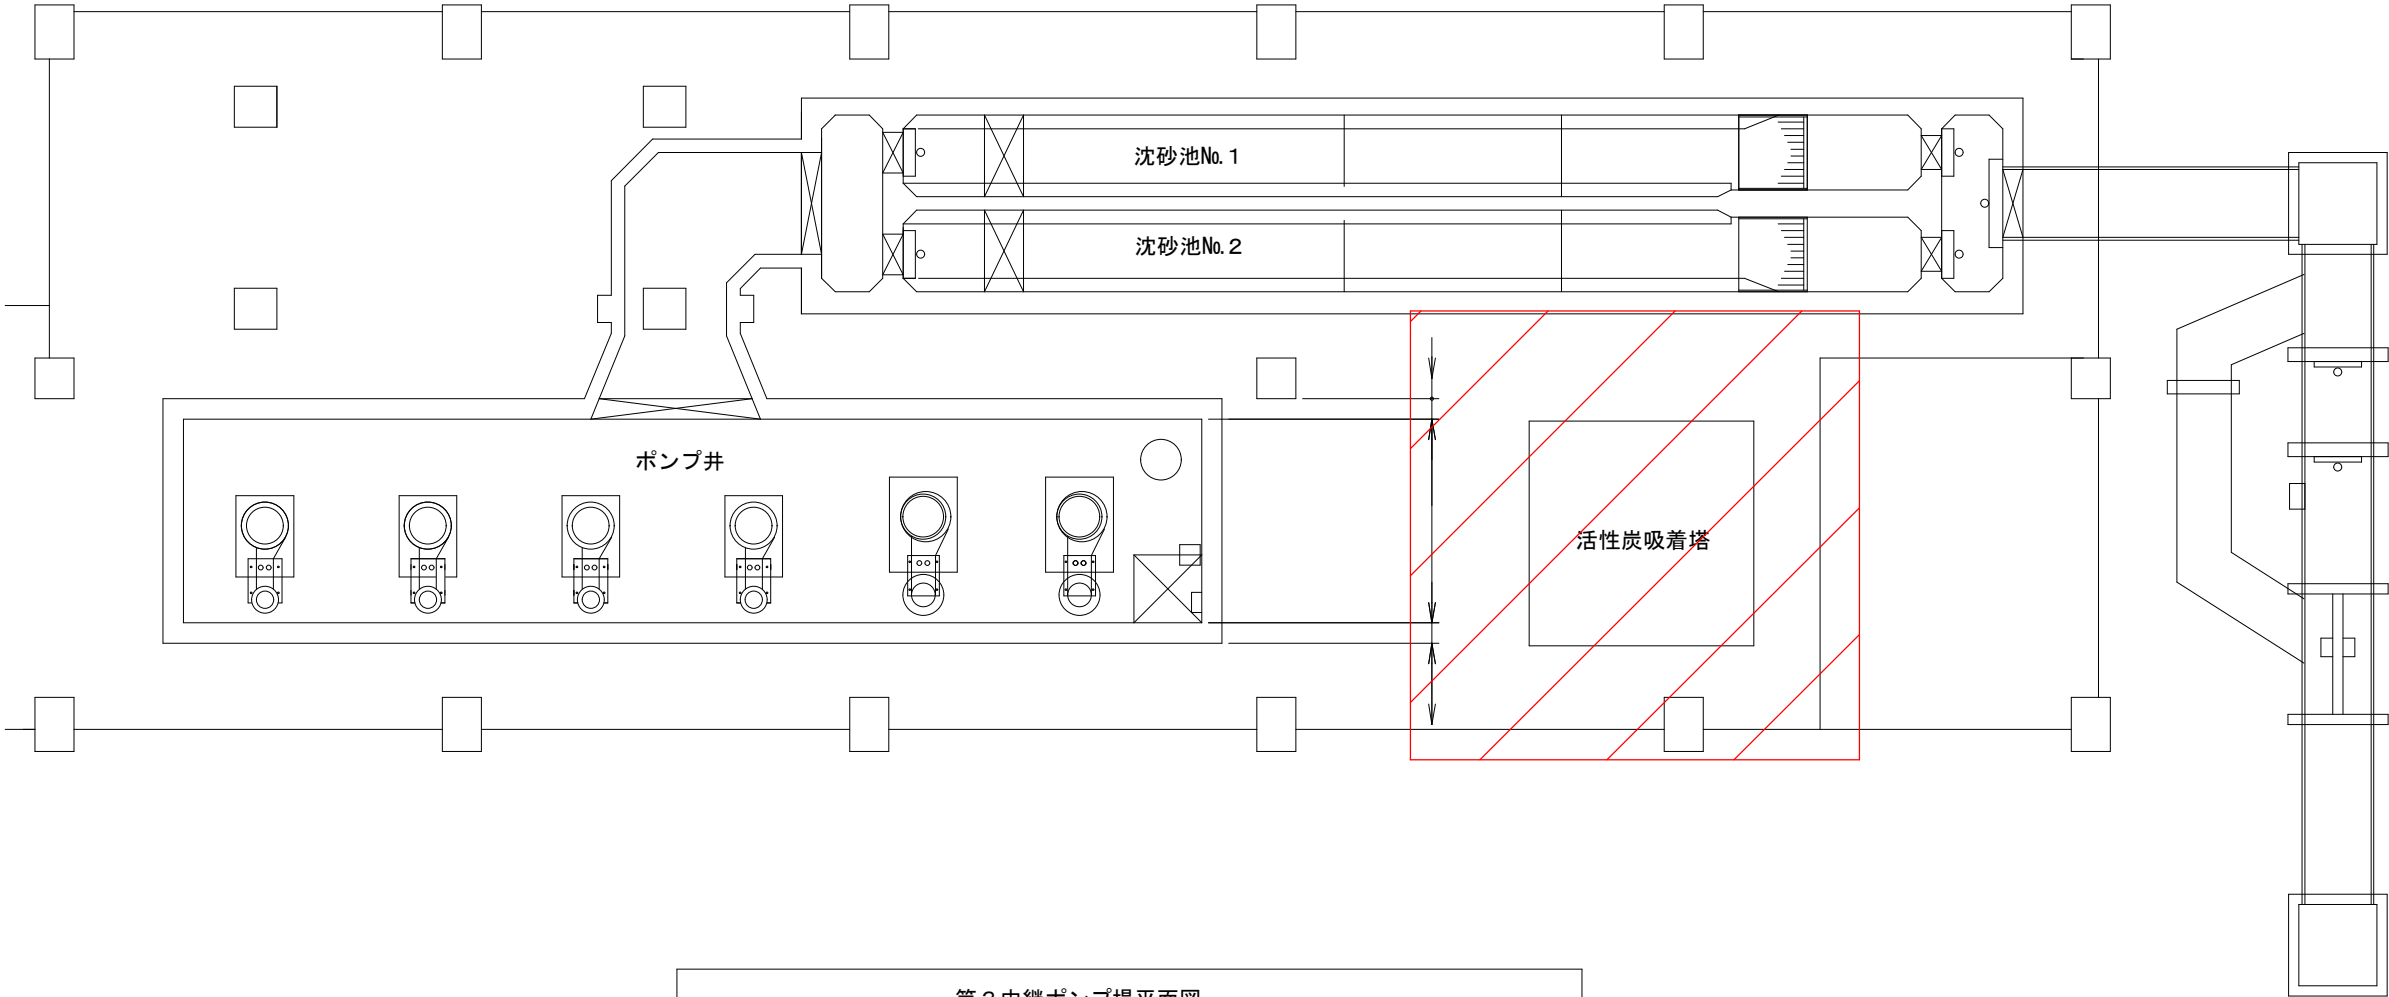


第 3 中継ポンプ場平面図

設計図

 : 実施場所

(全 6 枚のうち 4 枚目)

業務名	竹崎中継ポンプ場ほか活性炭入替業務					
図名	第 3 中継ポンプ場平面図					
課 長	課長補佐	係 長	係	縮尺	フリー	
				作図年度	2026	
下関市上下水道局			図番			

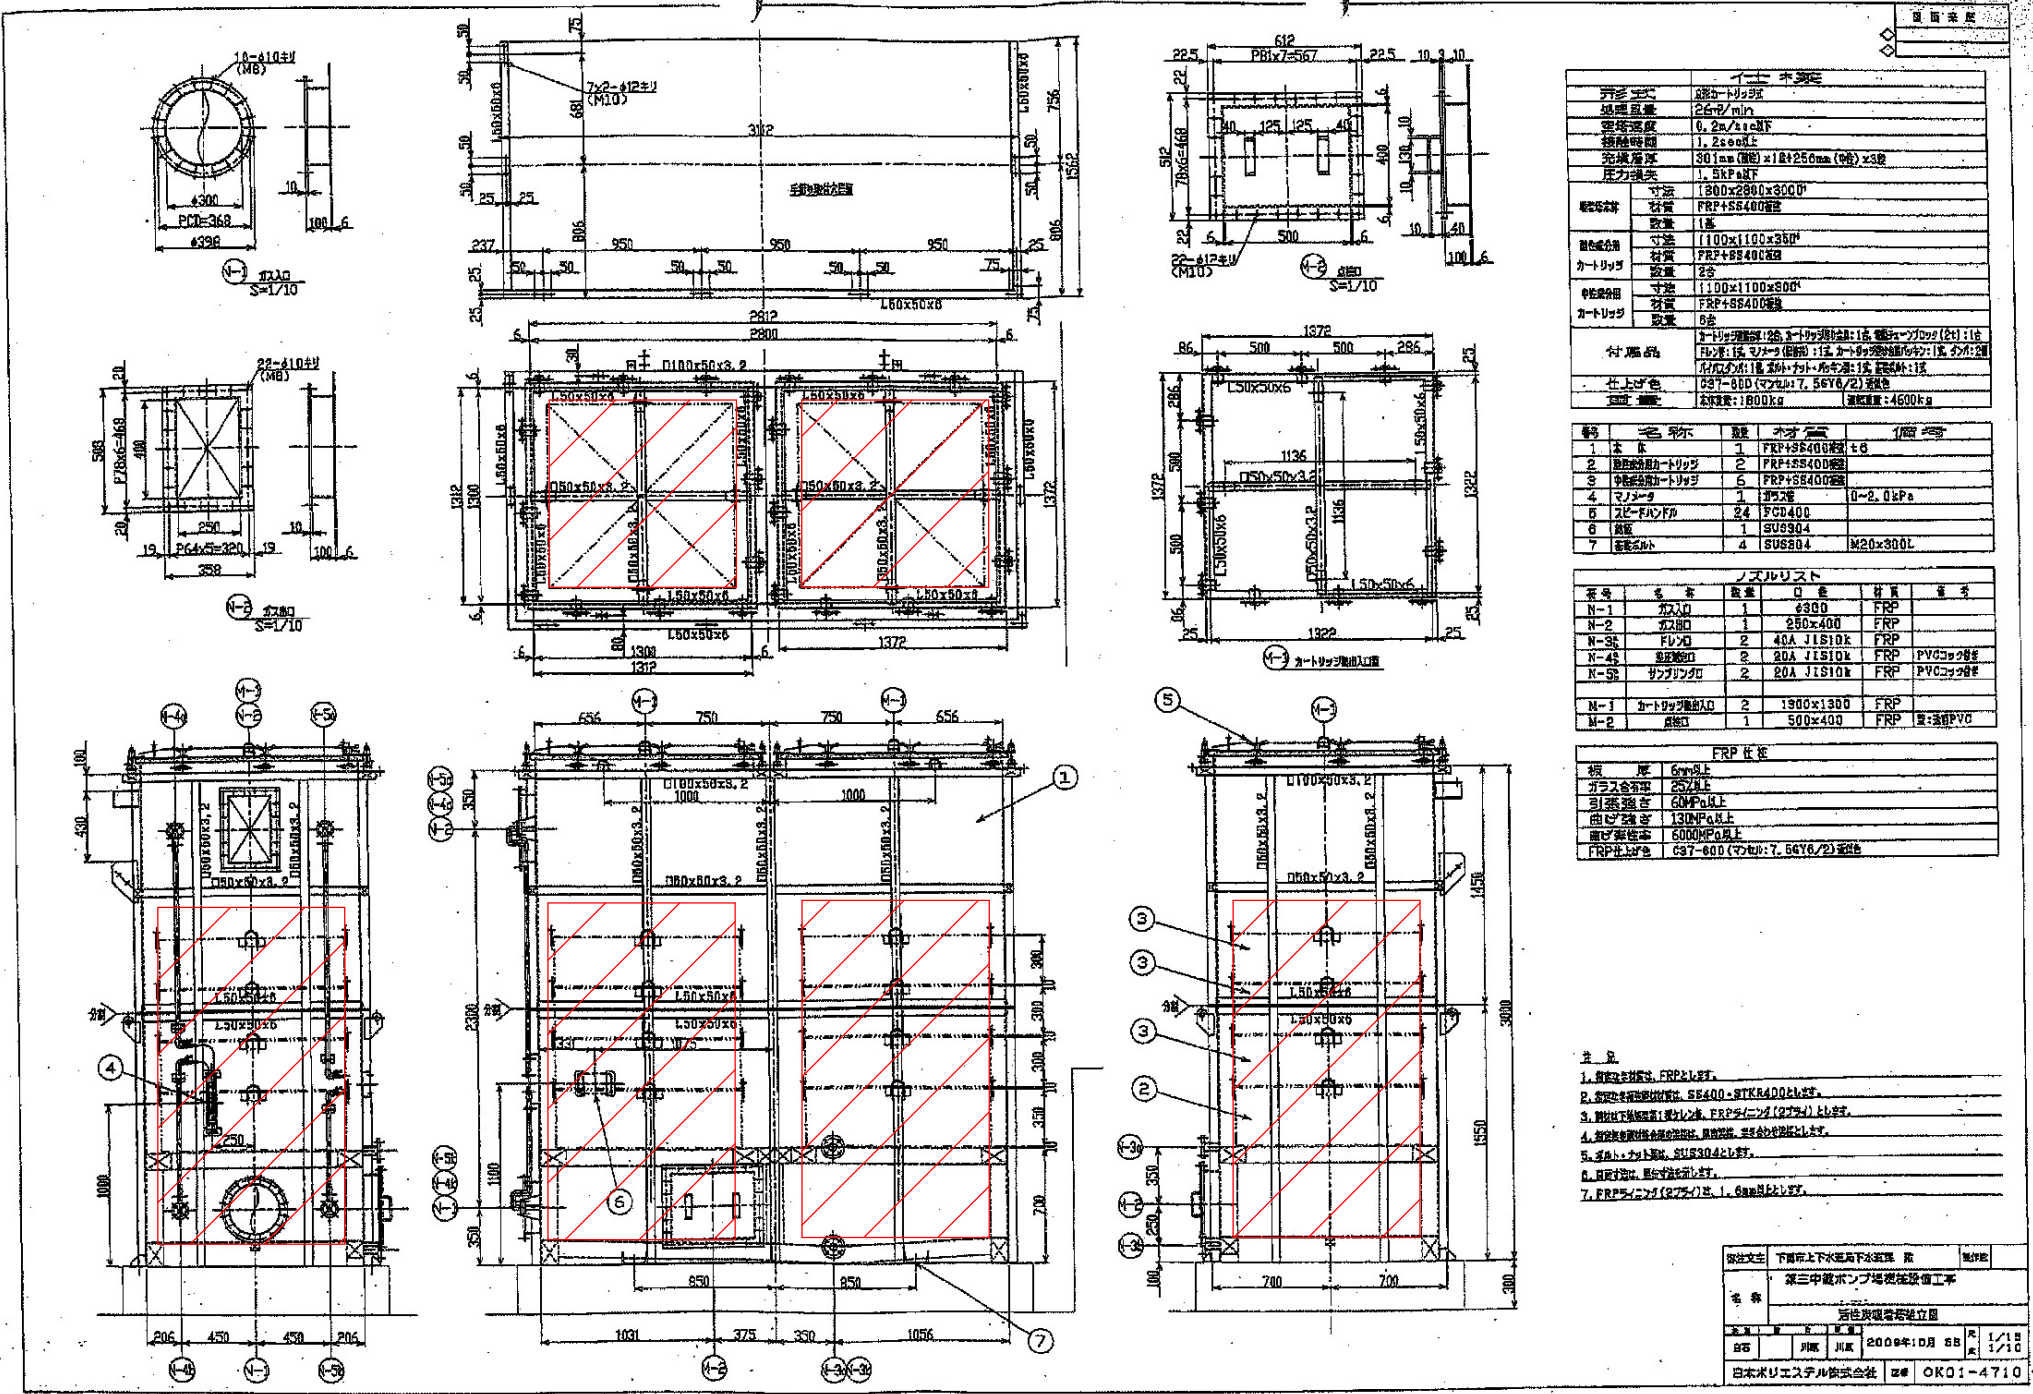

仕様書			
項目	仕様	単位	数量
1. 塔体	FRP+SS400板	㎡	1.00
2. 塔体	FRP+SS400板	㎡	1.00
3. 塔体	FRP+SS400板	㎡	1.00
4. 塔体	FRP+SS400板	㎡	1.00
5. 塔体	FRP+SS400板	㎡	1.00
6. 塔体	FRP+SS400板	㎡	1.00
7. 塔体	FRP+SS400板	㎡	1.00

材料表			
材料	数量	単位	数量
1. 塔体	1.00	㎡	1.00
2. 塔体	1.00	㎡	1.00
3. 塔体	1.00	㎡	1.00
4. 塔体	1.00	㎡	1.00
5. 塔体	1.00	㎡	1.00
6. 塔体	1.00	㎡	1.00
7. 塔体	1.00	㎡	1.00

部品表			
部品	数量	単位	数量
1. 塔体	1.00	㎡	1.00
2. 塔体	1.00	㎡	1.00
3. 塔体	1.00	㎡	1.00
4. 塔体	1.00	㎡	1.00
5. 塔体	1.00	㎡	1.00
6. 塔体	1.00	㎡	1.00
7. 塔体	1.00	㎡	1.00

FRP仕様			
材料	数量	単位	数量
1. 塔体	1.00	㎡	1.00
2. 塔体	1.00	㎡	1.00
3. 塔体	1.00	㎡	1.00
4. 塔体	1.00	㎡	1.00
5. 塔体	1.00	㎡	1.00
6. 塔体	1.00	㎡	1.00
7. 塔体	1.00	㎡	1.00


1. 塔体	FRP+SS400板	1.00	㎡
2. 塔体	FRP+SS400板	1.00	㎡
3. 塔体	FRP+SS400板	1.00	㎡
4. 塔体	FRP+SS400板	1.00	㎡
5. 塔体	FRP+SS400板	1.00	㎡
6. 塔体	FRP+SS400板	1.00	㎡
7. 塔体	FRP+SS400板	1.00	㎡

図名	第三中継ポンプ場活性炭吸着塔組立図
図番	OK01-4710

第3中継ポンプ場活性炭吸着塔組立図

設計図  : 実施場所

業務名				
竹崎中継ポンプ場ほか活性炭入替業務				
図名				
第3中継ポンプ場活性炭吸着塔組立図				
課長	課長補佐	係長	係	縮尺
				フリー
作図年度				2026
下関市上下水道局				図番

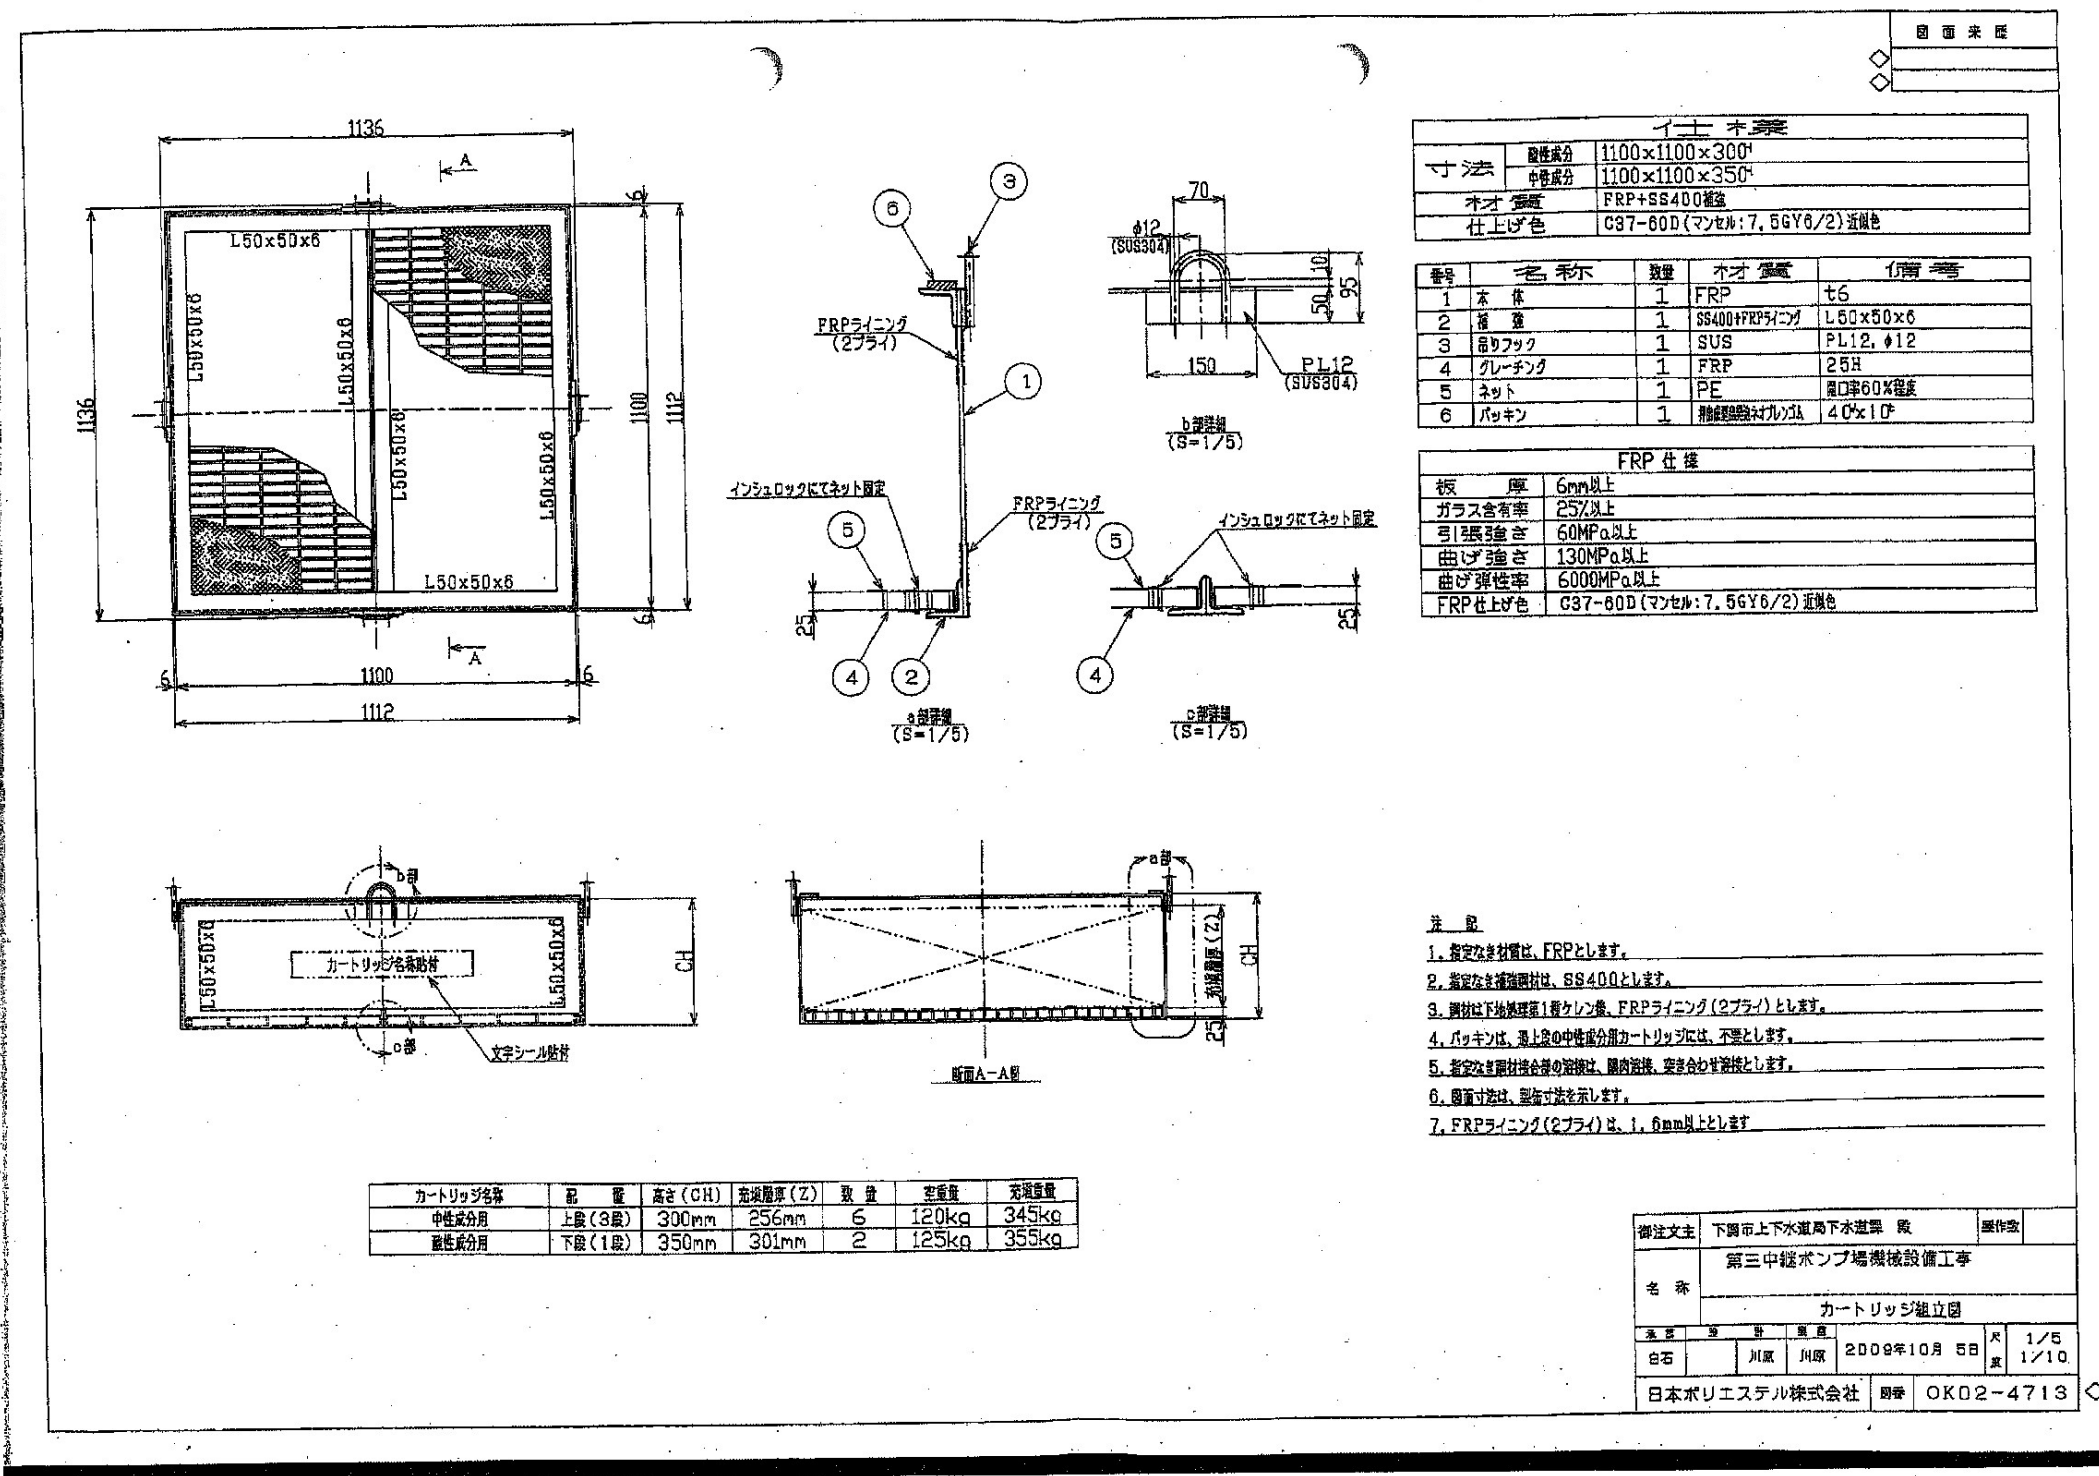

設計図

(全6枚のうち6枚目)

業務名	竹崎中継ポンプ場ほか活性炭入替業務				
図名	第3中継ポンプ場カートリッジ組立図				
課長	課長補佐	係長	係	縮尺	フリー
				作図年度	2026
下関市上下水道局			図番		