



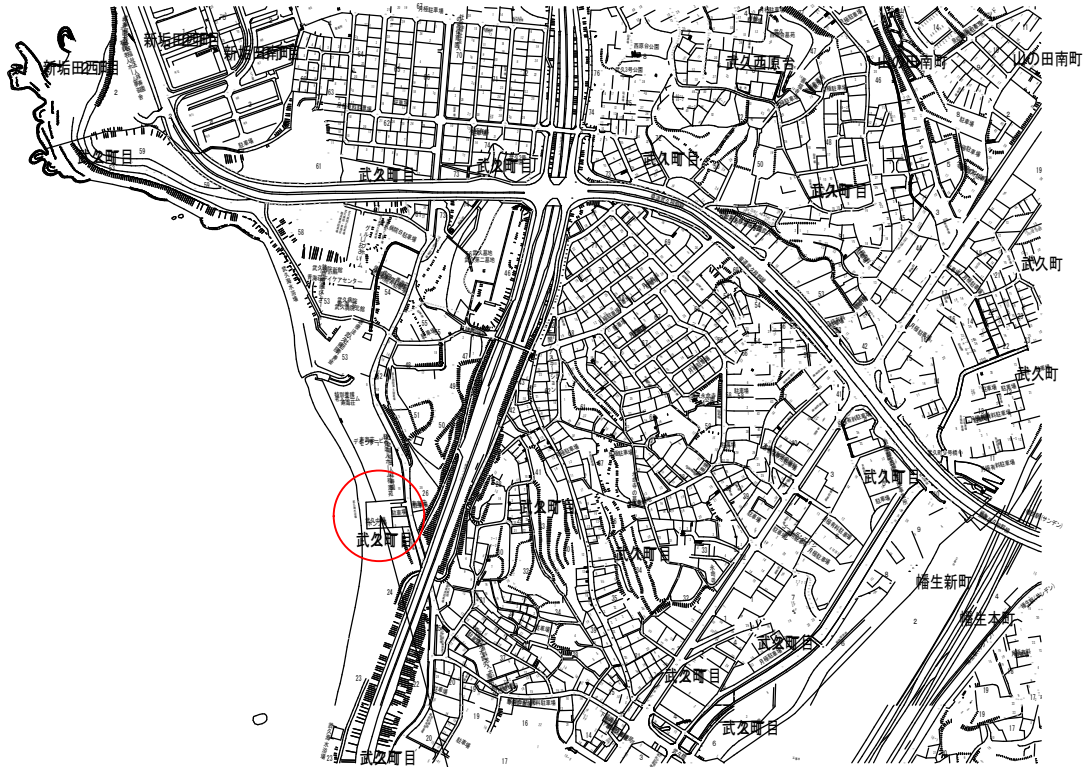

実施場所（武久中継ポンプ場）

付近見取図 S : Free

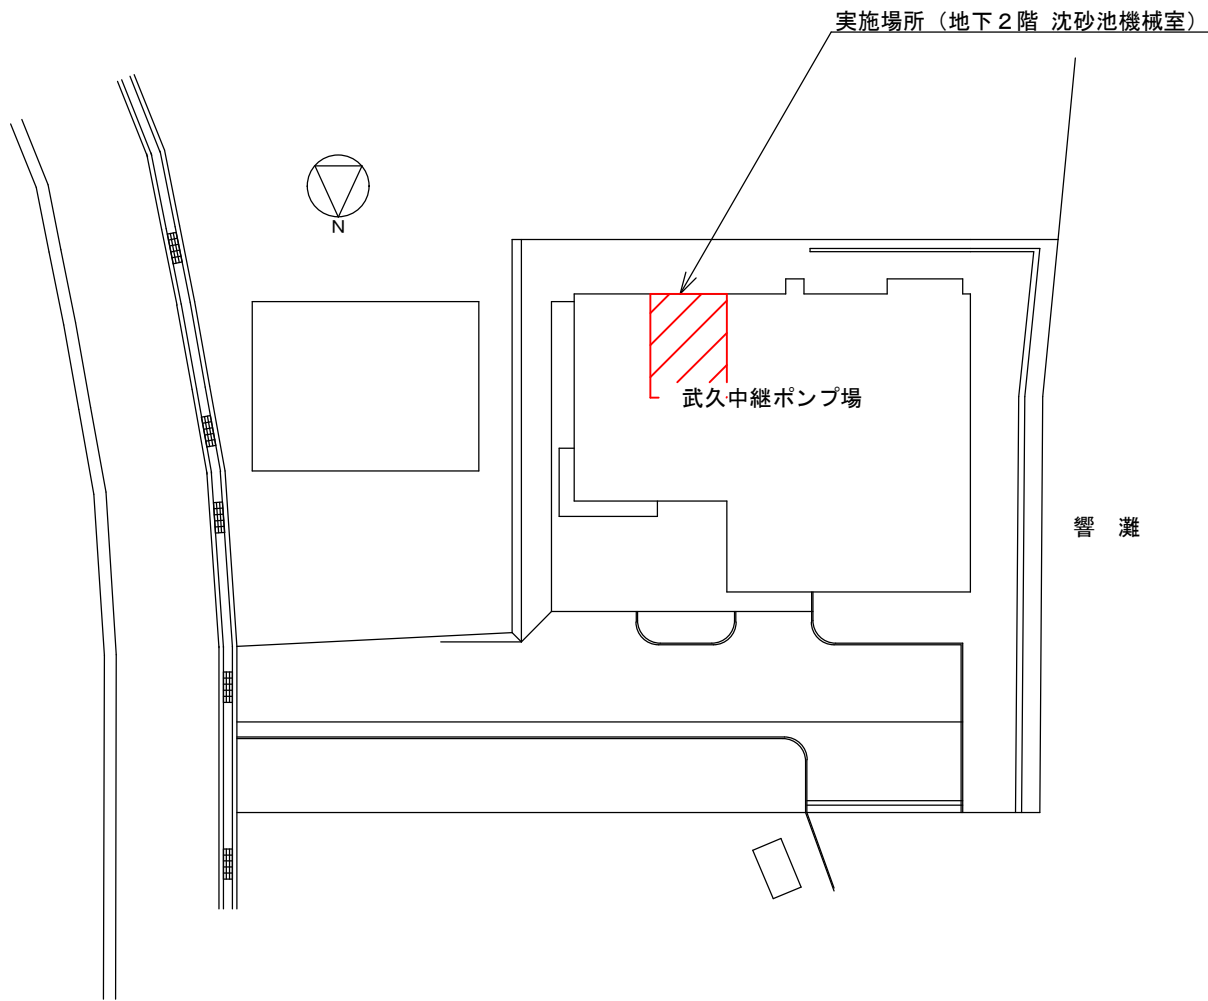



配置図 S : Free

..... 実施場所

設計図

(全 7 枚のうち 1 枚目)

|          |                   |    |    |      |  |
|----------|-------------------|----|----|------|--|
| 件名       | 武久中継ポンプ場しき洗浄機ほか修繕 |    |    |      |  |
| 図名       | 付近見取図、配置図         |    |    |      |  |
| 課長       | 課長補佐              | 係長 | 係  | 縮尺   |  |
|          |                   |    |    | フリー  |  |
|          |                   |    |    | 作図年度 |  |
|          |                   |    |    | 2026 |  |
| 下関市上下水道局 |                   |    | 図番 |      |  |

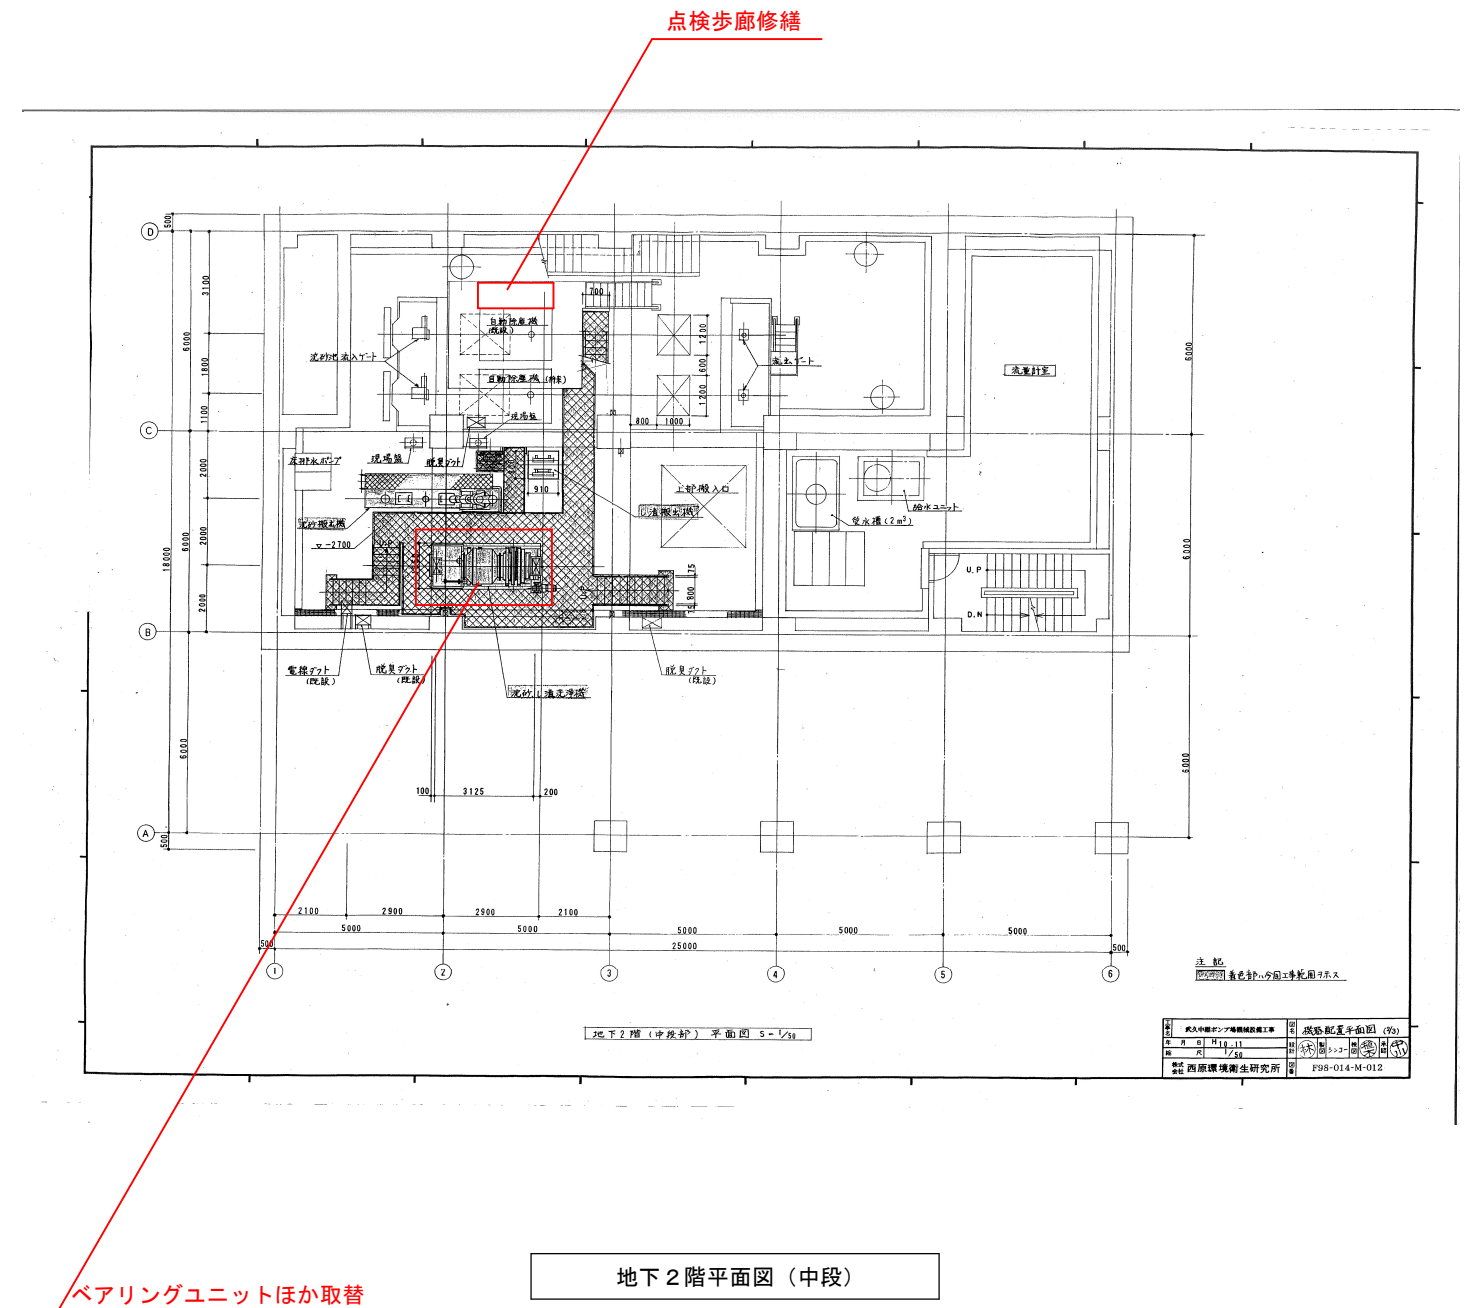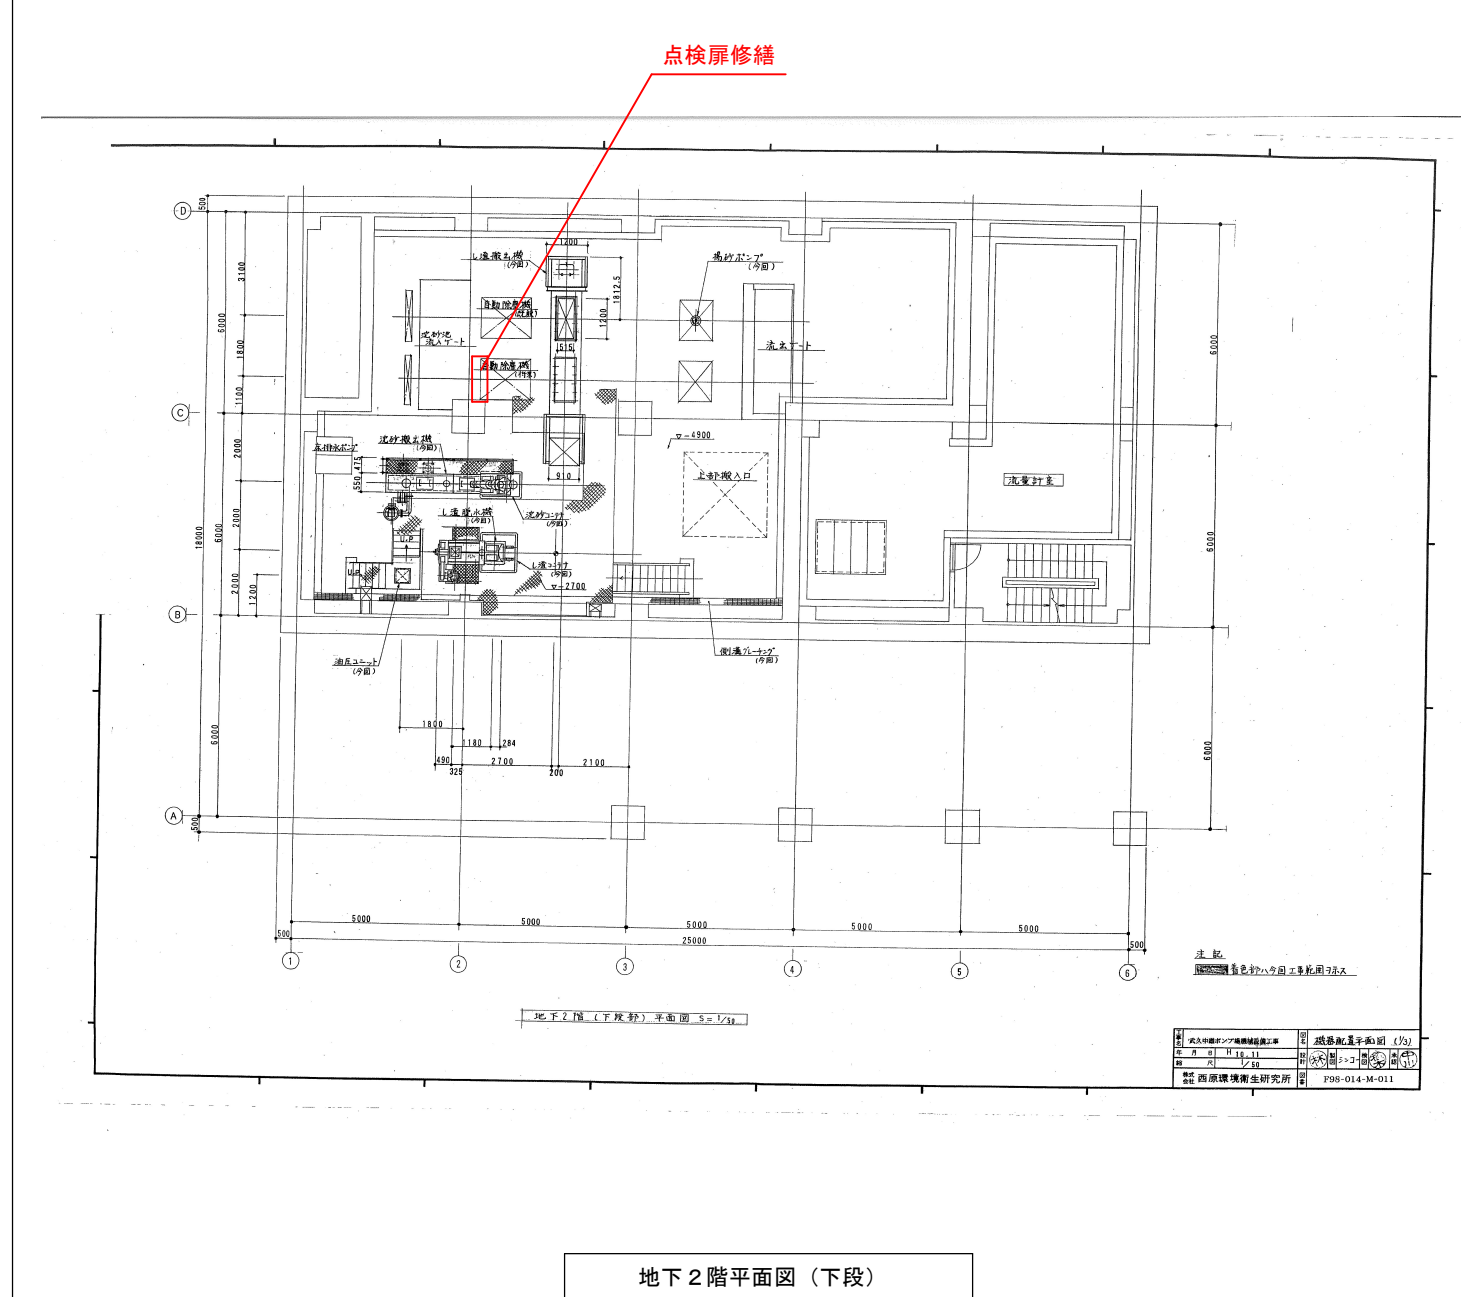


・ ・ ・ 実施場所


設計図

(全7枚のうち2枚目)

|          |                   |    |    |      |  |
|----------|-------------------|----|----|------|--|
| 件名       | 武久中継ポンプ場しさ洗浄機ほか修繕 |    |    |      |  |
| 図名       | 地下2階平面図（下段、中段）    |    |    |      |  |
| 課長       | 課長補佐              | 係長 | 係  | 縮尺   |  |
|          |                   |    |    | フリー  |  |
|          |                   |    |    | 作図年度 |  |
|          |                   |    |    | 2026 |  |
| 下関市上下水道局 |                   |    | 図番 |      |  |

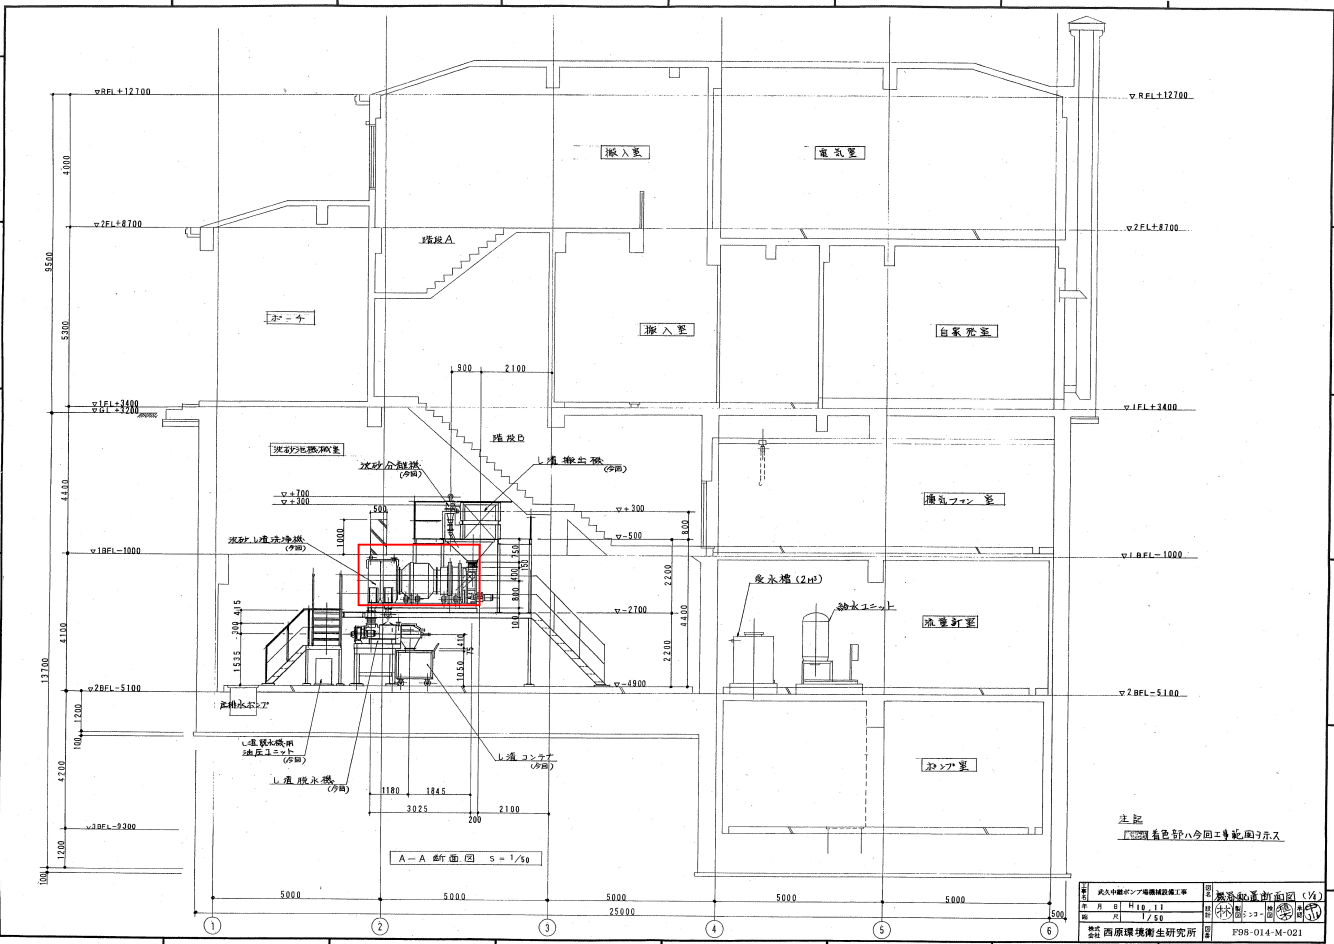

A-A 断面図

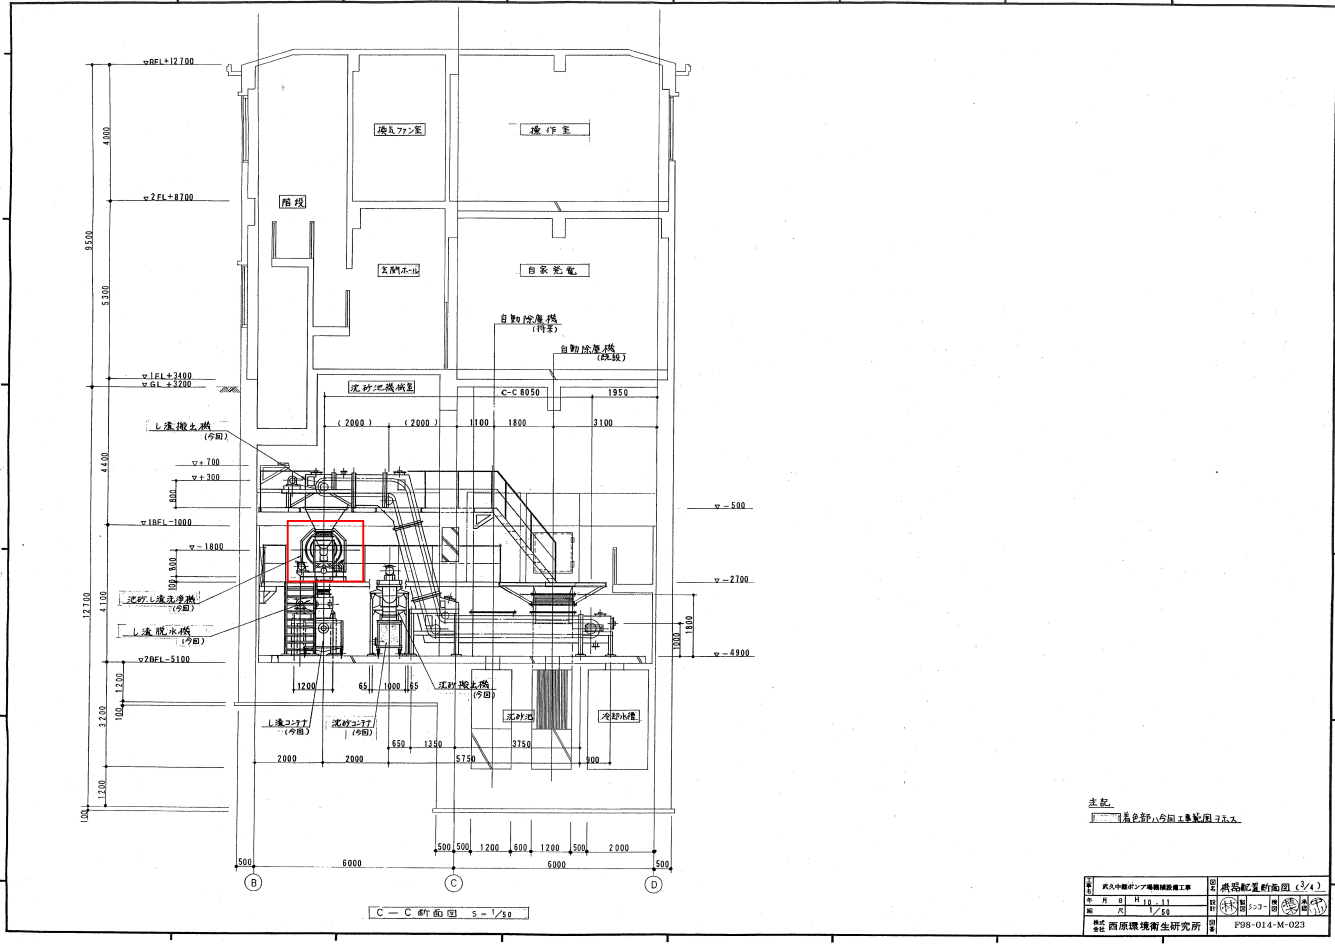


C-C 断面図

... 実施場所

設計図

(全 7 枚のうち 3 枚目)

|          |                   |    |    |      |      |
|----------|-------------------|----|----|------|------|
| 件名       | 武久中継ポンプ場しき洗浄機ほか修繕 |    |    |      |      |
| 図名       | A-A 断面図、C-C 断面図   |    |    |      |      |
| 課長       | 課長補佐              | 係長 | 係  | 縮尺   |      |
|          |                   |    |    | フリー  |      |
|          |                   |    |    | 作図年度 | 2026 |
| 下関市上下水道局 |                   |    | 図番 |      |      |

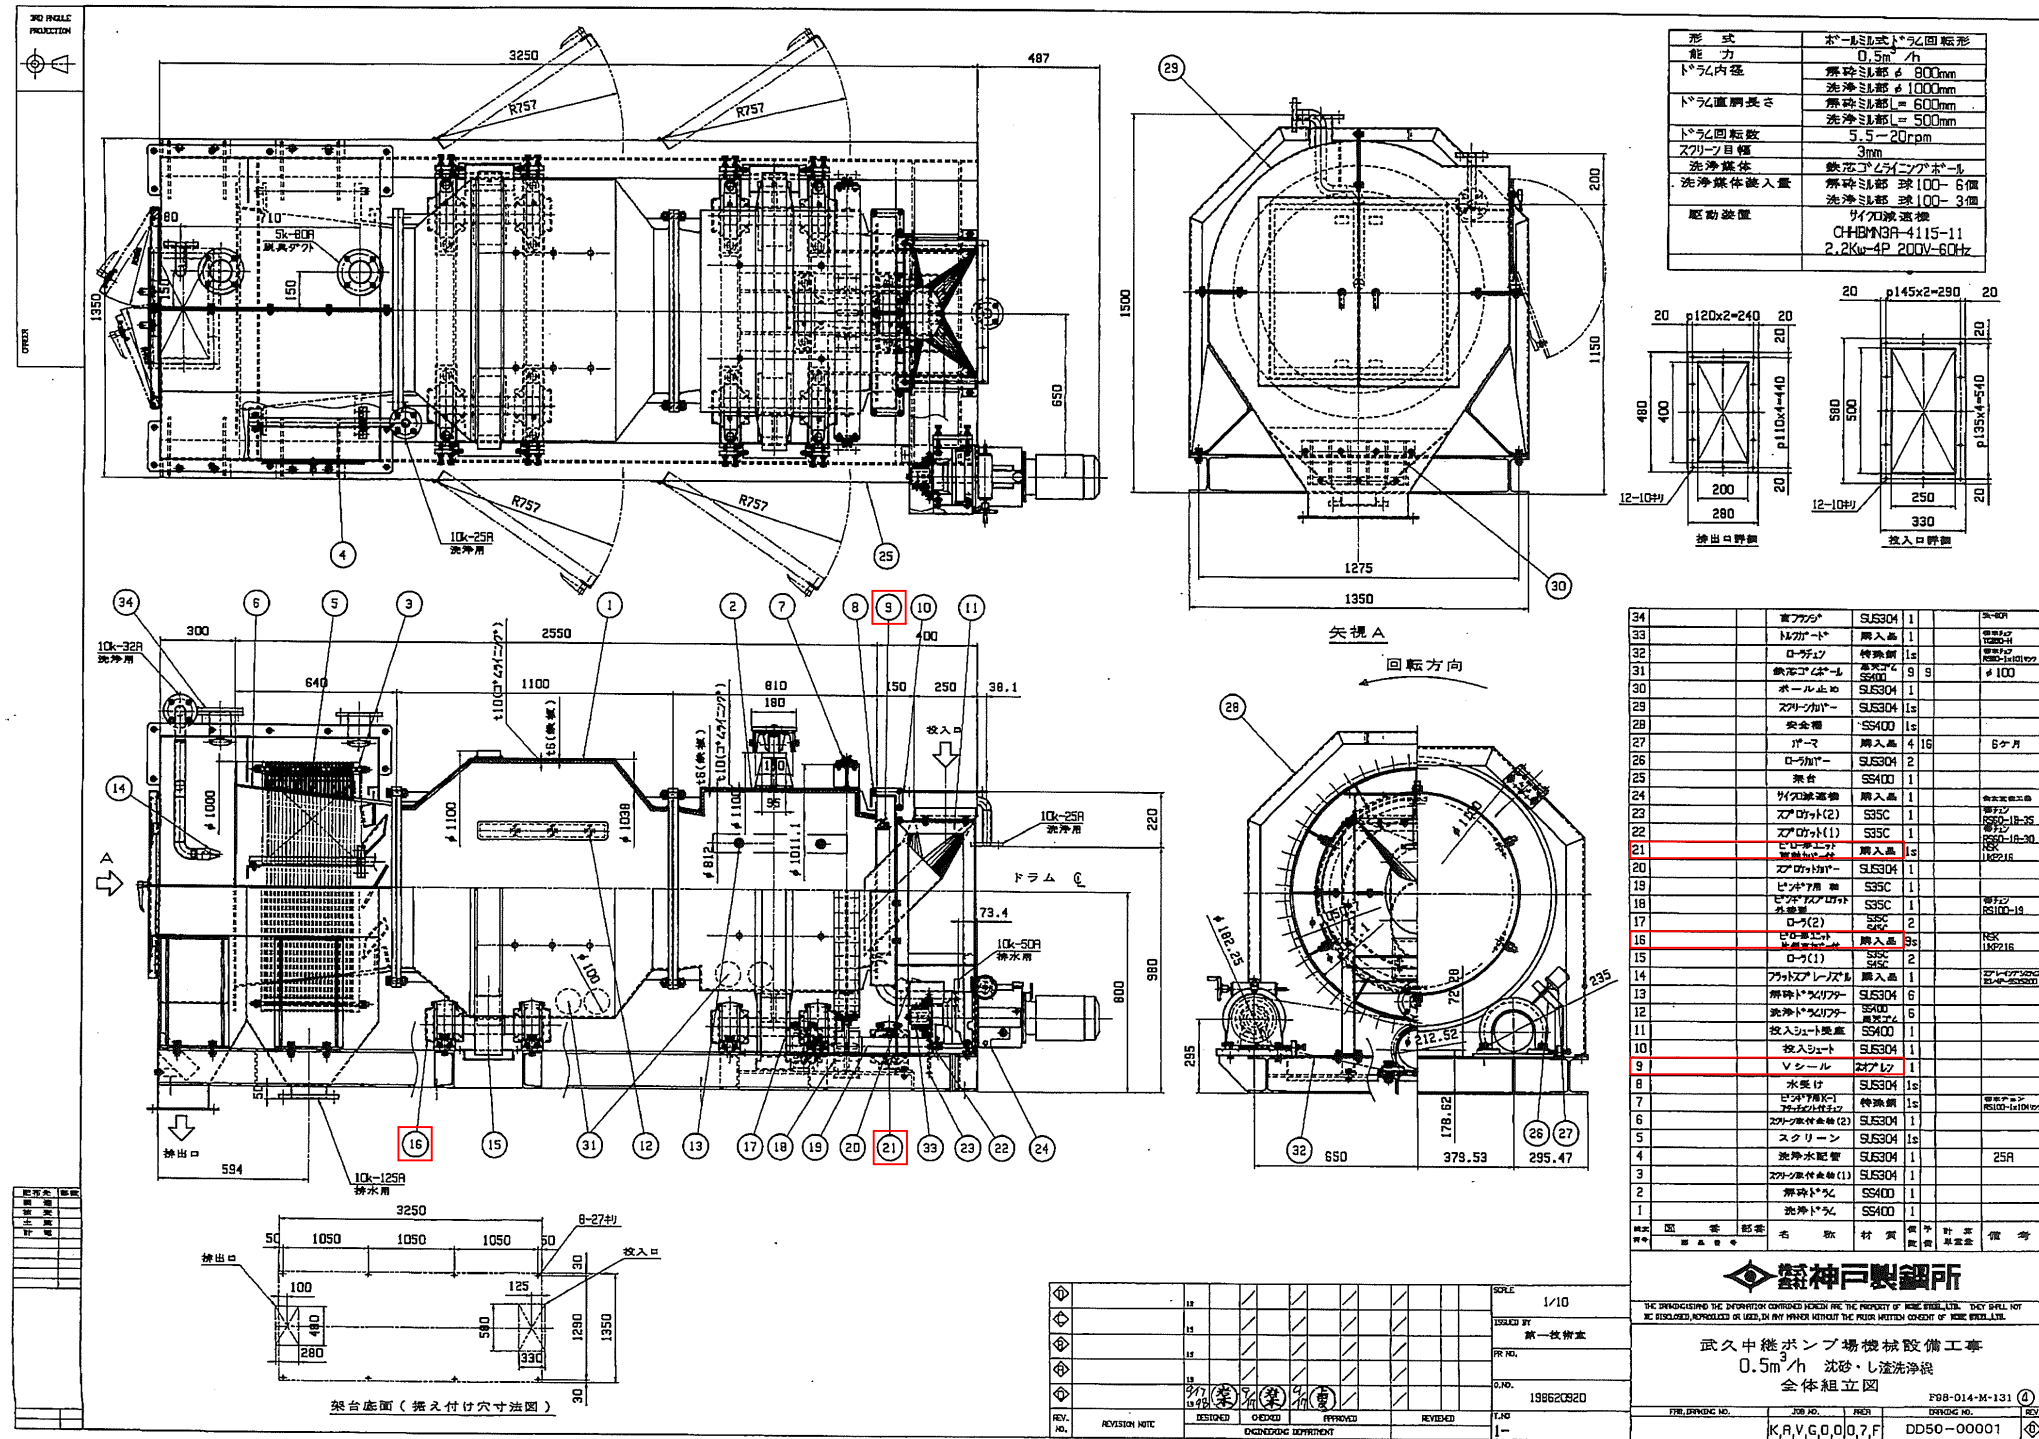

しさ洗浄機全体組立図

設計図 . . . 実施場所

(全7枚のうち4枚目)

|   |                   |
|---|-------------------|
| 件 | 武久中継ポンプ場しき洗浄機ほか修繕 |
|---|-------------------|



図名 しさ洗浄機全体組立図

|    |      |    |   |      |
|----|------|----|---|------|
| 課長 | 課長補佐 | 係長 | 係 | 縮尺   |
|    |      |    |   | フリー  |
|    |      |    |   | 作図年度 |
|    |      |    |   | 2026 |

下関市上下水道局

凶番

別図 5

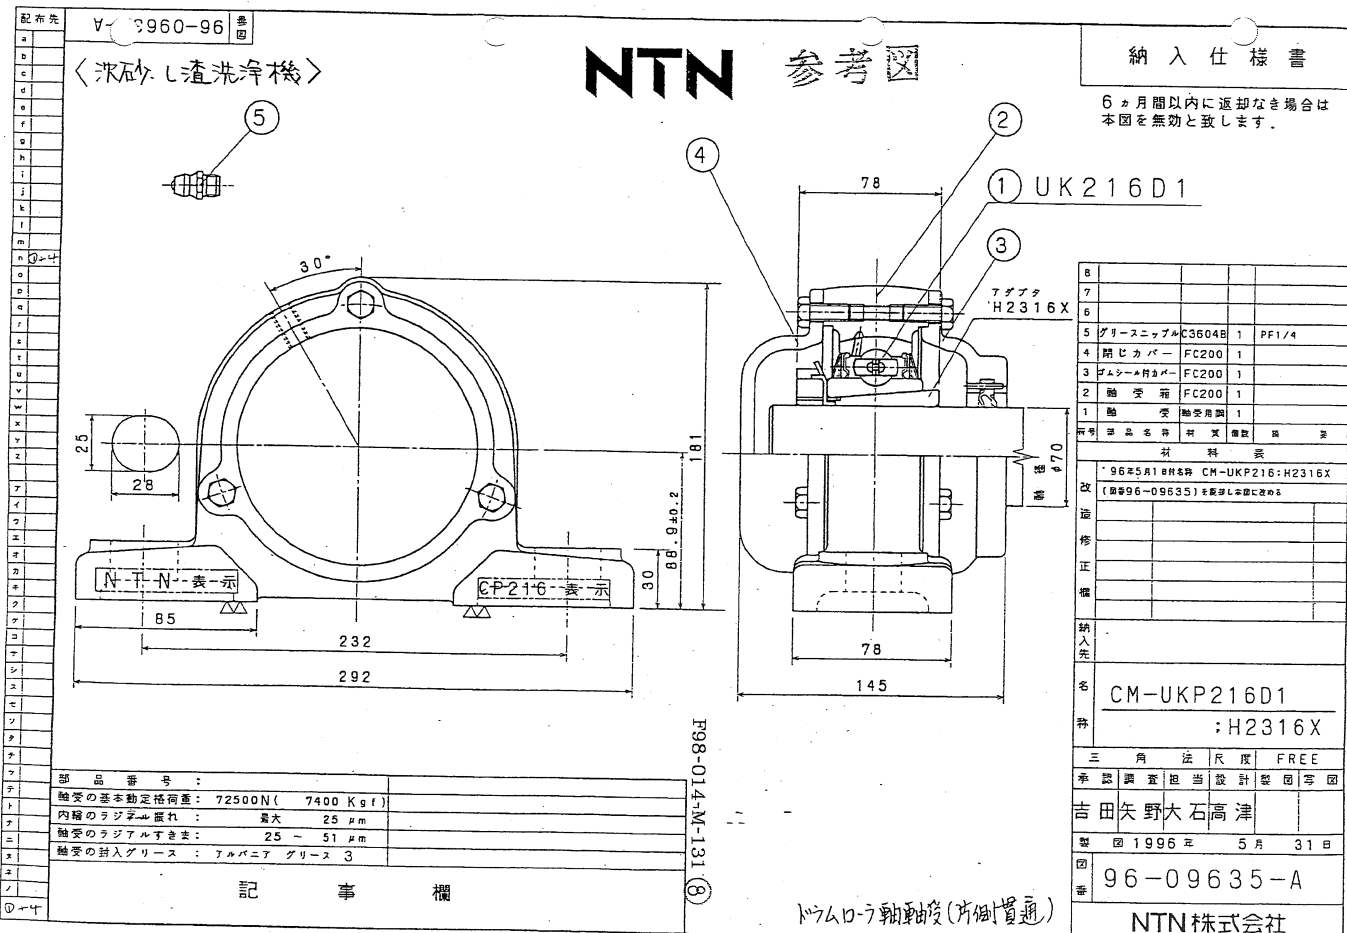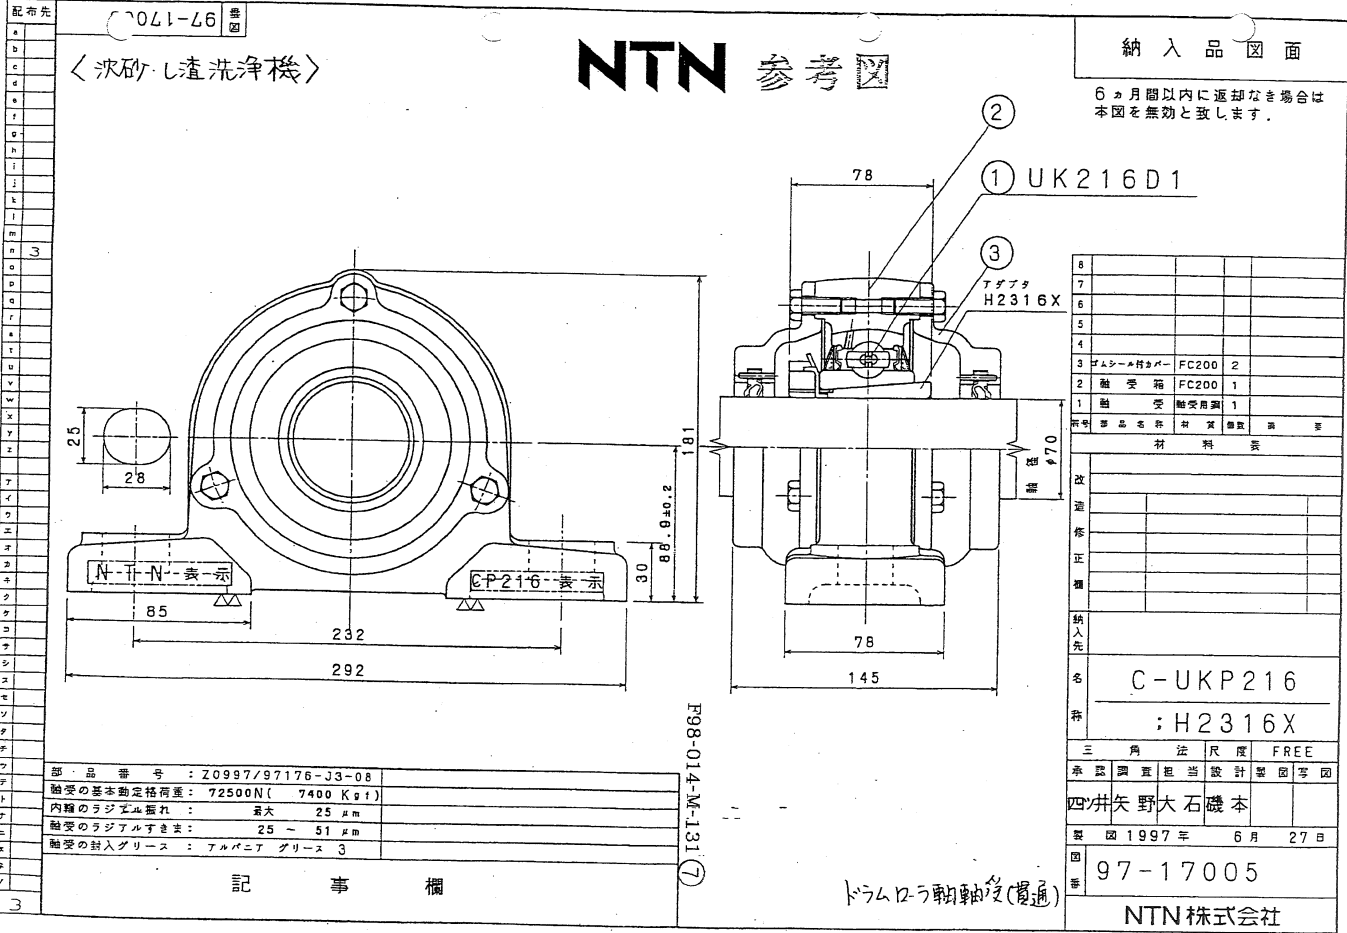


ベアリングユニット参考図

設計図

(全7枚のうち5枚目)

|          |                   |    |   |    |                     |
|----------|-------------------|----|---|----|---------------------|
| 件名       | 武久中継ポンプ場しき洗浄機ほか修繕 |    |   |    |                     |
| 図名       | ベアリングユニット参考図      |    |   |    |                     |
| 課長       | 課長補佐              | 係長 | 係 | 縮尺 | フリー<br>作図年度<br>2026 |
|          |                   |    |   |    |                     |
| 下関市上下水道局 |                   |    |   | 図番 |                     |

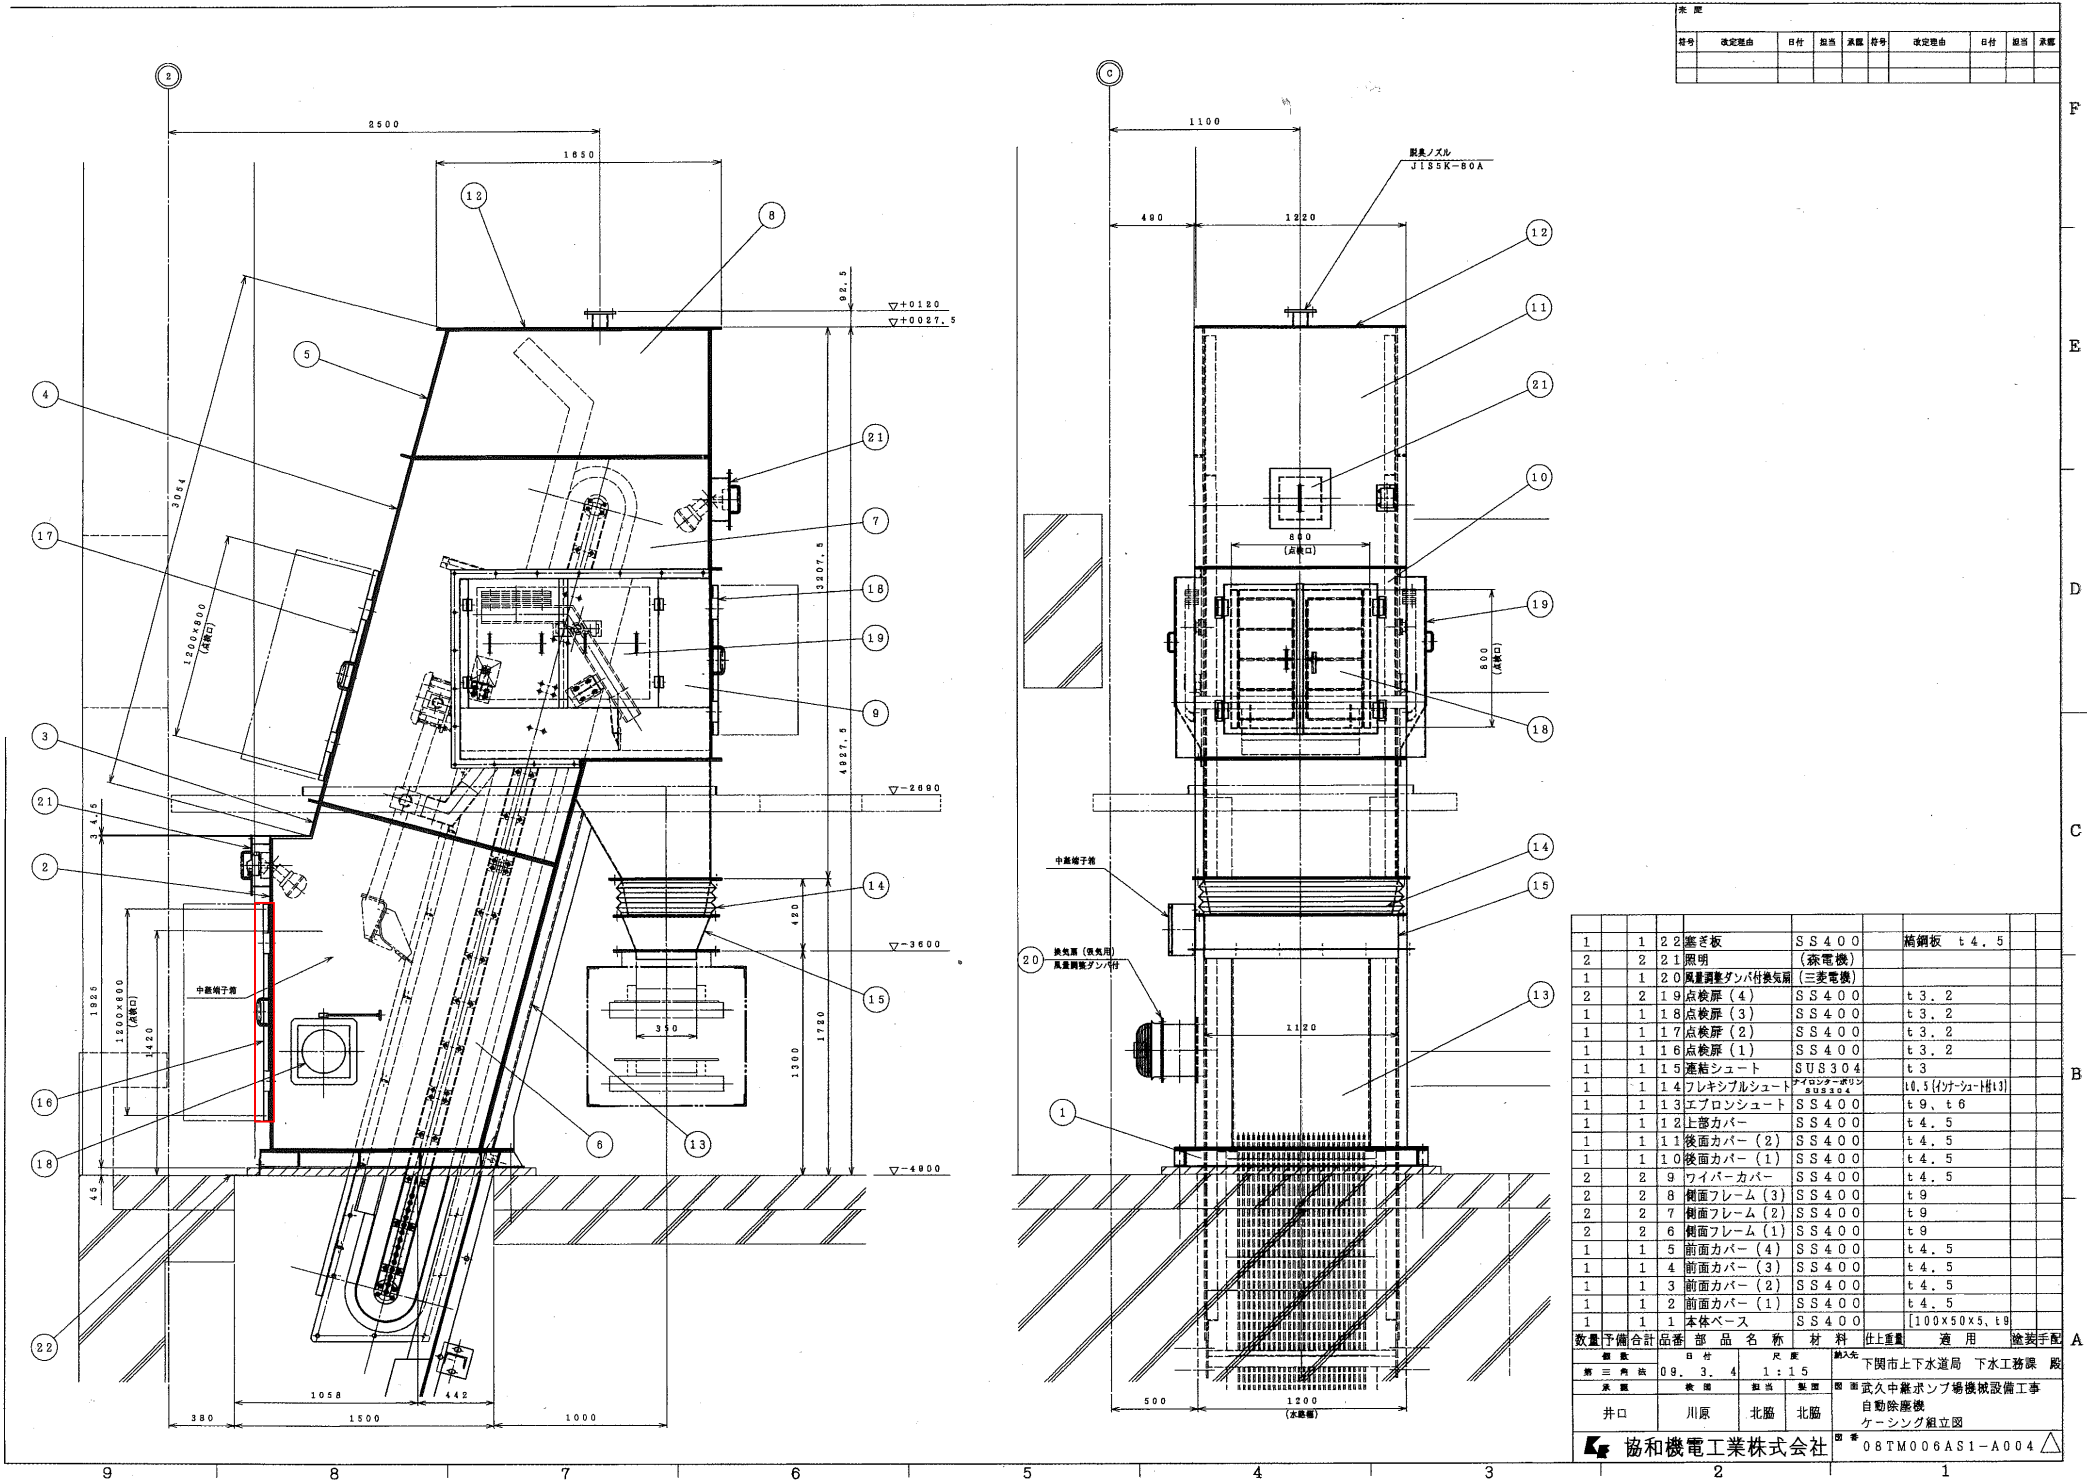


No.2自動除じん機ケーシング組立図

設計図  . . . 実施場所

(全7枚のうち6枚目)

|          |                    |    |    |      |      |
|----------|--------------------|----|----|------|------|
| 件名       | 武久中継ポンプ場しき洗浄機ほか修繕  |    |    |      |      |
| 図名       | No.2自動除じん機ケーシング組立図 |    |    |      |      |
| 課長       | 課長補佐               | 係長 | 係  | 縮尺   |      |
|          |                    |    |    | フリー  |      |
|          |                    |    |    | 作図年度 | 2026 |
| 下関市上下水道局 |                    |    | 図番 |      |      |

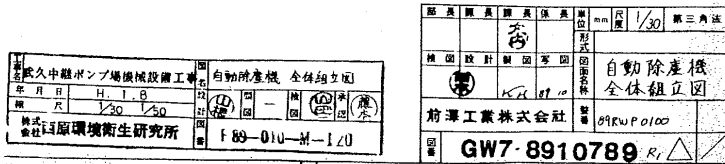

## No.1 自動除じん機全体組立図

設計図

・ ・ ・ 実施場所

(全7枚のうち7枚目)

|          |                   |    |    |      |  |
|----------|-------------------|----|----|------|--|
| 件名       | 武久中継ポンプ場しき洗浄機ほか修繕 |    |    |      |  |
| 図名       | No.1自動除じん機全体組立図   |    |    |      |  |
| 課長       | 課長補佐              | 係長 | 係  | 縮尺   |  |
|          |                   |    |    | フリー  |  |
|          |                   |    |    | 作図年度 |  |
|          |                   |    |    | 2026 |  |
| 下関市上下水道局 |                   |    | 図番 |      |  |